

TABELLA APPARECCHIATURE


POS.	Q.TA.	MODELLO	DESCRIZIONE	DIMENSIONI (mm)	POTENZA ELETTRICA (Watt)	POTENZA TERMICA (Kcal/h)
A - COTTURA						
A1	1		CUCINAPASTA A GAS DIRETTO 2 VASCHE LITRI 360	2000x900 h. 800	2.00	
A2	3		PENTOLA a GAS RISCALDAMENTO DIRETTO LITRI 150	800x900 h.870	0,40	
A3	1		PENTOLA a GAS RISCALDAMENTO DIRETTO LITRI 100	800x900 h.870	0,20	
A4	1		TOP CUCINA a GAS 4 FUOCHI	800x900 h.220		
A5	1		TOP ELEMENTO NEUTRO	450x900 h.250		
A6	1		GRIGLIA ARROSTISCO A GAS	800x900 h.870	1,00	
A7	1		BRASIERA a GAS 80 LITRI VASCA IN ACCIAIO DOLCE MOTORIZZATA	2000x900 h.870		
A8	1		BRASIERA a GAS 120 LITRI VASCA IN ACCIAIO DOLCE MOTORIZZATA	2000x900 h.870		
A9	2		TAVOLO da LAVORO con RIPIANO INFERIORE e ALZAINA	1400x700 h.850	1,00	
A10	1		LAVABO ARMADIO AD UNA VASCA	700x700x850h		0,60
A11	1		AFFETTATRICE TRIFASE VERTICALE Lame dom. 350	200x400x250		1,10
A12	1		CELLA FRIGORIFERA tipo 9 h.c.m.250 con Pannellino	2100x2900 h.2500		
A13	1		CELLA ARMATAMENTO PISTOIO 40 cm 1/1 - max kg. 210	1500x1500 h.2500		
A14	3		FORNO CONVEZIONE VASORE con Bolore 20 cm 2/1	1170x895 h.1810	1,80	
A15	1		BRASIERA a GAS RIBALTABILE LITRI 100	1160x1225 h.1000	0,75	
A16	1		BASE ARMADIO NEUTRO	800x900 h.850	0,50	
A17	1		FORNO CONVEZIONE a VAPORE DIRETTO, 6 ON 1/1	4000x3000h	5,60	
A18	1		CUCINAPASTA ELETTRICO ad UNA VASCA LITRI 28	800x900 h.870	10,00	
A19	1		TOP PIANO DI COTTURA a PASTIGIE ELETTRICHE	1810x683 h.810	1,00	
A20	1		TAVOLO REFRIGERATO 3 VANI 0+10°C SENZA RIPIANO	280x340 h.480	0,60	
A21	1		AFFETTATRICE a CARTELLI Lame dom. 350	200x400x250		1,10
A22	1		CUTTER DA TAVOLO VASORE - cor. 55 lt.	1500x700 h.850	0,15	
A23	1		TAVOLE IN POLIETILENE COLORE NATURALE	2000x2000		
A24	1		LAVABO ARMADIO AD UNA VASCA	700x700x850h		0,60
A25	1		ARMADIO STELIZZAZIONE COLTELLI a PARETE - 10 posti	575x160 h.600	0,15	
A26	8		TAVOLO da LAVORO con RIPIANO INFERIORE e ALZAINA	1500x700 h.850	0,15	
A27	1		TERMOISOLATRICE ENERGETICA MANUALE	515x500 h.385	0,60	
A28	4		CARRELLI a PANNELLO BASSI	600x450 h.300		
A29	1		LAVABO ARMADIO AD UNA VASCA	700x700x850h		0,60
A30	2		TAVOLO da LAVORO con RIPIANO INFERIORE	1500x700 h.850		
A31	2		CAPPA BASC e PARETE per FORNI con FILTRI a LABIRINTO	1500x2000x400		
A32	1		CAPPA BASC e PARETE per FORNI con FILTRI a LABIRINTO	1500x2000x400		
A33	1		CAPPA CENTRALE ESISTENTE	2200x3000x400		
A34	1		VASCA A PAVIMENTO CON SCARICO VERTICALE E GRIGLIATO INOX	2000x400		
A35	1		VASCA A PAVIMENTO CON SCARICO VERTICALE E GRIGLIATO INOX	2000x400		
A36	1		VASCA A PAVIMENTO CON SCARICO ORIZZONTALE E GRIGLIATO INOX	2400x400		
A37	1		VASCA A PAVIMENTO CON SCARICO ORIZZONTALE E GRIGLIATO INOX	2400x400		
A38	1		VASCA A PAVIMENTO CON SCARICO VERTICALE E GRIGLIATO INOX	2000x400		
A39	1		VASCA A PAVIMENTO CON SCARICO VERTICALE E GRIGLIATO INOX	2000x400		
A40	1		GRUPPO FRIGORIFERO IN A PARETE mc. 4,2 a 0°C	600x790 h.735	0,60	
B - PREPARAZIONE PIATTI FREDDI						
B1	2		TAVOLO ARMADIO con FORTE SCORREVOLE e ALZAINA	1800x700 h.850		
B2	1		TAVOLO ARMADIO con FORTE SCORREVOLE e ALZAINA	1700x700 h.850		
B3	1		ATTETTATRICE VERTICALE Lame dom. 350	200x400x250		0,60
B4	2		MOTOBISTROTTE con GRATTI 2 mt - VAG/3	2460x480 h.325		1,10
B5	1		TAVOLO ARMADIO con FORTE SCORREVOLE e ALZAINA	200x400x250		
B6	1		BRASIERA a GAS RIBALTABILE LITRI 100	1160x1225 h.1000	0,75	
B7	1		BRASIERA a GAS RIBALTABILE LITRI 100	1160x1225 h.1000	0,75	
B8	1		BRASIERA a GAS RIBALTABILE LITRI 100	1160x1225 h.1000	0,75	
B9	1		BRASIERA a GAS RIBALTABILE LITRI 100	1160x1225 h.1000	0,75	
B10	1		BRASIERA a GAS RIBALTABILE LITRI 100	1160x1225 h.1000	0,75	
B11	1		BRASIERA a GAS RIBALTABILE LITRI 100	1160x1225 h.1000	0,75	
C - PREPARAZIONE COTTURE						
C1	2		ARMADIO STELIZZAZIONE COLTELLI a PARETE - 10 posti	575x160 h.600	0,15	
C2	2		ARMADIO STELIZZAZIONE COLTELLI a PARETE - 10 posti	575x160 h.600	0,15	
C3	2		CEFFO BATTILIBBIA IN LEGNO CON PREDISTALLO	400x400 h.100		
C4	1		TAVOLO da LAVORO con RIPIANO INFERIORE e ALZAINA	1500x700 h.850		
C5	1		TAVOLO LAVAZIONE CANNE	1400x700 h.850		
C6	1		TAVOLO FREEZER -15/-25°C con ALZAINA 2 VANI LITRI 287	1385x700 h.850	1,00	
C7	1		AFFETTATRICE a CARTELLI Lame dom. 350	200x400x250		0,60
C8	1		TAVOLO ARMADIO con FORTE SCORREVOLE e ALZAINA	1800x700 h.850		
C9	1		TAVOLE IN POLIETILENE	2000x2000		
C10	1		BIRILLUTTORE 1 V - VAG/3/1	2344x400 h.400		
C11	1		PATUMBERA CARRELLATA a PEDALE	480x480 h.1000		
C12	1		PATUMBERA CARRELLATA a PEDALE	480x480 h.1000		
D - PREPARAZIONE VERDURE						
D1	2		PELAPASTE TRIFASE SU BIANCAMENTO, kg. 25	1500x700 h.850		1,15
D2	1		PELAPASTE TRIFASE SU BIANCAMENTO, kg. 25	1500x700 h.850		1,15
D3	1		LAVABO PER VERDURE con VASCA	1500x700 h.850		
D4	1		LAVABO PER VERDURE con VASCA	1500x700 h.850		
D5	1		LAVABO PER VERDURE con VASCA	1500x700 h.850		
D6	1		LAVABO PER VERDURE con VASCA	1500x700 h.850		
D7	1		LAVABO PER VERDURE con VASCA	1500x700 h.850		
D8	1		LAVABO PER VERDURE con VASCA	1500x700 h.850		
D9	1		LAVABO PER VERDURE con VASCA	1500x700 h.850		
D10	1		LAVABO PER VERDURE con VASCA	1500x700 h.850		
E1 - CELLA CARNI						
E1.1	1		CELLA FRIGORIFERA tipo 6 h.c.m.246.5 senza Pannellino	1380x2820 h.2465		
E1.2	1		SCAFFALE a RIPIANI LEGNO INOX PER CELLE	1200x350		
E1.3	1		PIRELLA A PAVIMENTO CON SCARICO VERTICALE E GRIGLIATO INOX	200x200		1,20
E1.4	1		IMPIANTO FRIGORIFERO UNIBLOCK IN mc.8 a 0°C	200x200		1,20
E2 - CELLA SALUMI E LATTE						
E2.1	1		CELLA FRIGORIFERA tipo 6 h.c.m.246.5 senza Pannellino	1380x2820 h.2465		
E2.2	1		SCAFFALE a RIPIANI LEGNO INOX PER CELLE	1200x350		
E2.3	1		PIRELLA A PAVIMENTO CON SCARICO VERTICALE E GRIGLIATO INOX	200x200		1,20
E2.4	1		IMPIANTO FRIGORIFERO UNIBLOCK IN mc.8 a 0°C	200x200		1,20
E3 - CELLA SCONGELAMENTO						
E3.1	1		CELLA FRIGORIFERA tipo 6 h.c.m.246.5 senza Pannellino	1380x2820 h.2465		
E3.2	2		SCAFFALE a RIPIANI LEGNO INOX PER CELLE	1200x350		
E3.3	2		PIRELLA A PAVIMENTO CON SCARICO VERTICALE E GRIGLIATO INOX	200x200		1,60
E3.4	1		IMPIANTO FRIGORIFERO UNIBLOCK BT mc.11 a -20°C	200x200		1,60
E4 - CELLA PIATTE E VERDURE						
E4.1	1		CELLA FRIGORIFERA tipo 6 h.c.m.246.5 senza Pannellino	1380x2820 h.2465		
E4.2	2		SCAFFALE a RIPIANI LEGNO INOX PER CELLE	1200x350		
E4.3	1		PIRELLA A PAVIMENTO CON SCARICO VERTICALE E GRIGLIATO INOX	200x200		2,00
E4.4	1		IMPIANTO FRIGORIFERO UNIBLOCK IN mc.17 a 0°C	200x200		2,00
F - MAGAZZINO						
F1	1		TRAPPINO	1100x500x600h		
F2	1		BILICO AUTOMATICO a COLONNA ALTA kg.200	600x800 h.1750		
F3	3		SCAFFALE INOX A 4 RIPIANI LEGNO	1370x576 h.1800		
F4	4		SCAFFALE INOX A 4 RIPIANI LEGNO	1370x576 h.1800		
F5	1		PIRELLA A PAVIMENTO CON SCARICO VERTICALE E GRIGLIATO INOX	200x200		
G - COCILE LAVABO						
G1	1		LAVABO PER PENTOLA A 2 VASCHE	1800x700 h.850		
G2	1		VASCA A PAVIMENTO CON SCARICO ORIZZONTALE E GRIGLIATO INOX	1800x400		
G3	1		LAVABO ELETTRICO a VASCO SERIE MB	2000x1100 h.2020		47,67
G4	1		TUNNEL DI RISCALDAMENTO ELETTRICO SERIE NE	1400x800		12,00
G5	2		CAPPA CENTRALE CON SCARICO VERTICALE E GRIGLIATO INOX	1300x1600x400		
G6	1		MACCHINA LAVAPIATTE A 1300	1500x800 h.1930		15,00
G7	1		TAVOLO a PAVIMENTO a 2 PIANI IN VETRO	2000x1200 h.800		
G8	1		CARRELLI CON PIANO GIREVOLE	1800x1000x500		0,45
G9	1		CAPPA CENTRALE CON SCARICO VERTICALE E GRIGLIATO INOX	1800x1000x500		0,45
G10	1		VASCA A PAVIMENTO CON SCARICO ORIZZONTALE E GRIGLIATO INOX	1800x700 h.850		
G11	1		LAVABO PER PENTOLA AD 1 VASCA	1800x700 h.850		
G12	1		PIRELLA A PAVIMENTO CON SCARICO VERTICALE E GRIGLIATO INOX	200x200		
G13	1		TAVOLO da LAVORO con RIPIANO INFERIORE e ALZAINA	1600x700 h.850		
G14	1		SCAFFALE INOX A 4 RIPIANI LEGNO	2070x760 h.1500		
H - DEPOSITO CONTENITORI						
H1	2		CARRELLI a PANNELLO BASSI	600x450 h.300		
H2	2		SCAFFALE INOX A 4 RIPIANI LEGNO	1370x576 h.1500		
H3	2		SCAFFALE INOX A 4 RIPIANI LEGNO	1370x576 h.1500		
H4	2		TAVOLO da LAVORO con RIPIANO INFERIORE	1600x700 h.850		
I - SELF SERVICE						
I1	1		DEFIBRILLATORE VASCOI POSARE PANE E TONNOLINO	600x600x1700h		
I2	1		ESPOSIZIONE REFRIGERATO CON VASCA REFRIGERAZIONE SU ARMADIO CON PANNELLO INOX	1800x800 h.1750		1,45
I3	1		ELEMENTO NEUTRO CON VANO A GIORNO	800x467x500h		
I4	1		ELEMENTO BIANCONARNA 4 ON 1/1 CON ARMADIO CALDO	1600x807x500h		5,30
I5	1		ELEMENTO NEUTRO CON VANO A GIORNO	800x467x500h		
I6	1		SOPRASTRUTTURA A 2 PIANI IN VETRO	2074x824x800h		
I7	1		SOPRASTRUTTURA A 2 PIANI IN VETRO	2074x824x800h		
I8	1		SOPRASTRUTTURA A 2 PIANI IN VETRO	2074x824x800h		
I9	2		SCORRIASSEDIO LINEARE IN TUBI INOX	1400x297		
I10	1		SCORRIASSEDIO LINEARE IN TUBI INOX	1200x297		
I11	1		SCORRIASSEDIO LINEARE IN TUBI INOX	800x297		
I12	1		PANNELLATURA SELF			
J - ZONA CARRELLI						
J1	4		CARRELLI INOX per RIBO n. 10 VASSOI EN	500x400 h.1550		
J2	1		PANNELLI ZONA CARRELLI			
K - REFEZIONARIO						
K1	17		TAVOLO a 6 POSTI per MENSA	1800x800 h.750		
K2	3		TAVOLO a 4 POSTI per MENSA	1200x800 h.750		
K3	108		SEDA per MENSA			
L - CUCINA						
L1	11		ARMADIO SPOGLIATOIO 1 POSTO a DOPPIO SCOMPARTO	400x400 h.1800		
L2	2		PANCHINA IN LEGNO SERIE FREEMIE	1000x350 h.450		
L3	1		PIRELLA A PAVIMENTO CON SCARICO VERTICALE E GRIGLIATO INOX	200x200		
M - SPEDIO M						
M1	3		ARMADIO SPOGLIATOIO 1 POSTO a DOPPIO SCOMPARTO	400x400 h.1800		
M2	1		PANCHINA IN LEGNO SERIE FREEMIE	1000x350 h.450		
M3	1		PIRELLA A PAVIMENTO CON SCARICO VERTICALE E GRIGLIATO INOX	200x200		
Totale volumi						
					21,46	150,08

LEGENDA

- Quadro elettrico
- Lampada fluorescente 1x36W
- Lampada fluorescente 2x58W
- Lampada fluorescente 1x18W
- Lampada fluorescente 2x36W
- Lampada di emergenza 24W
- Lampada di sicurezza con vetrofania 24 W
- Sensore volumetrico accensione per luci
- Quadretto prese:
- n°1 interruttore MT 16A 2P
- n°1 interruttore MT 16A 4P
- n°1 Presa CEE 17 inter. 16A 2P+T
- n°1 Presa CEE 17 inter. 16A 3P+T
- n°2 Presa bippasso 10/16A
- Quadretto prese:
- n°1 interruttore MT 16A 2P
- n°1 interruttore MT 16A 4P
- n°1 Presa CEE 17 inter. 16A 2P+T
- n°1 Presa CEE 17 inter. 16A 3P+T
- n°2 Presa bippasso 10/16A
- Lampada LED 45W 6000K
- Tubazione in PVC rigida pesante da esterno
- Canale portacavi in lamiera
- Pulsante di sgancio
- Asciugamano elettrico
- Gruppo prese bippasso 10/16A
- Avvisatore ottico acustico
- Pulsante di chiamata a tirante
- Estrattore 12 vol/h
- Punto consegna alimentazione macchine
- Boiler
- Fan coil
- Rivelatore di fumi
- Rivelatore di gas
- Punto alimentazione rubinetti e scarichi

Comune di TREZZANO SUL NAVIGLIO

PROGETTO DI RISTRUTTURAZIONE DEL CENTRO COTTURA DI VIA CONCORDIA c/o TREZZANO SUL NAVIGLIO

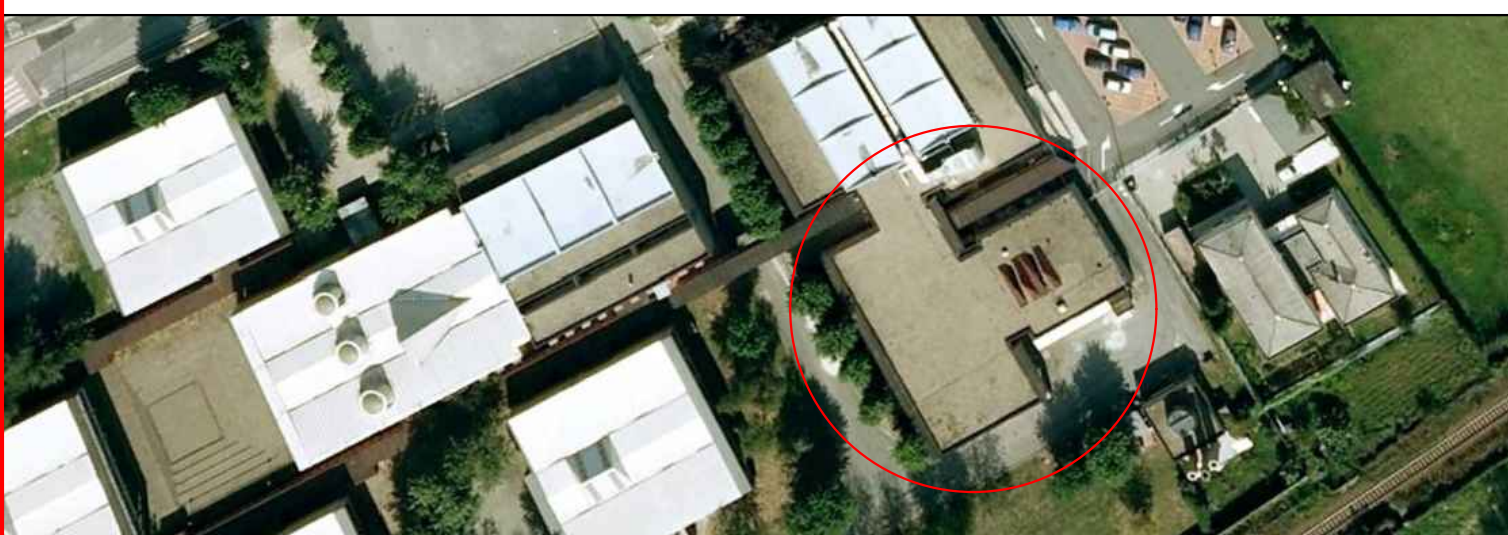

PROGETTISTI Progettista e coord. sicurezza in fase di progettazione PRIGETTA STUDIO DI PROGETTAZIONE E INGEGNERIA PER SETTORI: ARCHITETTURA, INGEGNERIA, AMBIENTE Arch. Santo Giannone Arch. Giorgio Giannone Ing. Mariano Gisolfi	Timbro e Firma 	COMMITTENTE Comune di Trezzano sul Naviglio Via IV Novembre, 2 - 20090 Trezzano sul Naviglio
	Timbro e Firma 	OGGETTO PROGETTO DEFINITIVO-ESECUTIVO
COLLABORATORI progetto antincendio/vvf Ing. Mariano Gisolfi	Timbro e Firma 	Descrizione Planimetria impianti elettrici
COLLABORATORI elettrici Ing. Mariano Gisolfi	Timbro e Firma 	Data MARZO 2013 Scala 1:50 Data consegna del -