


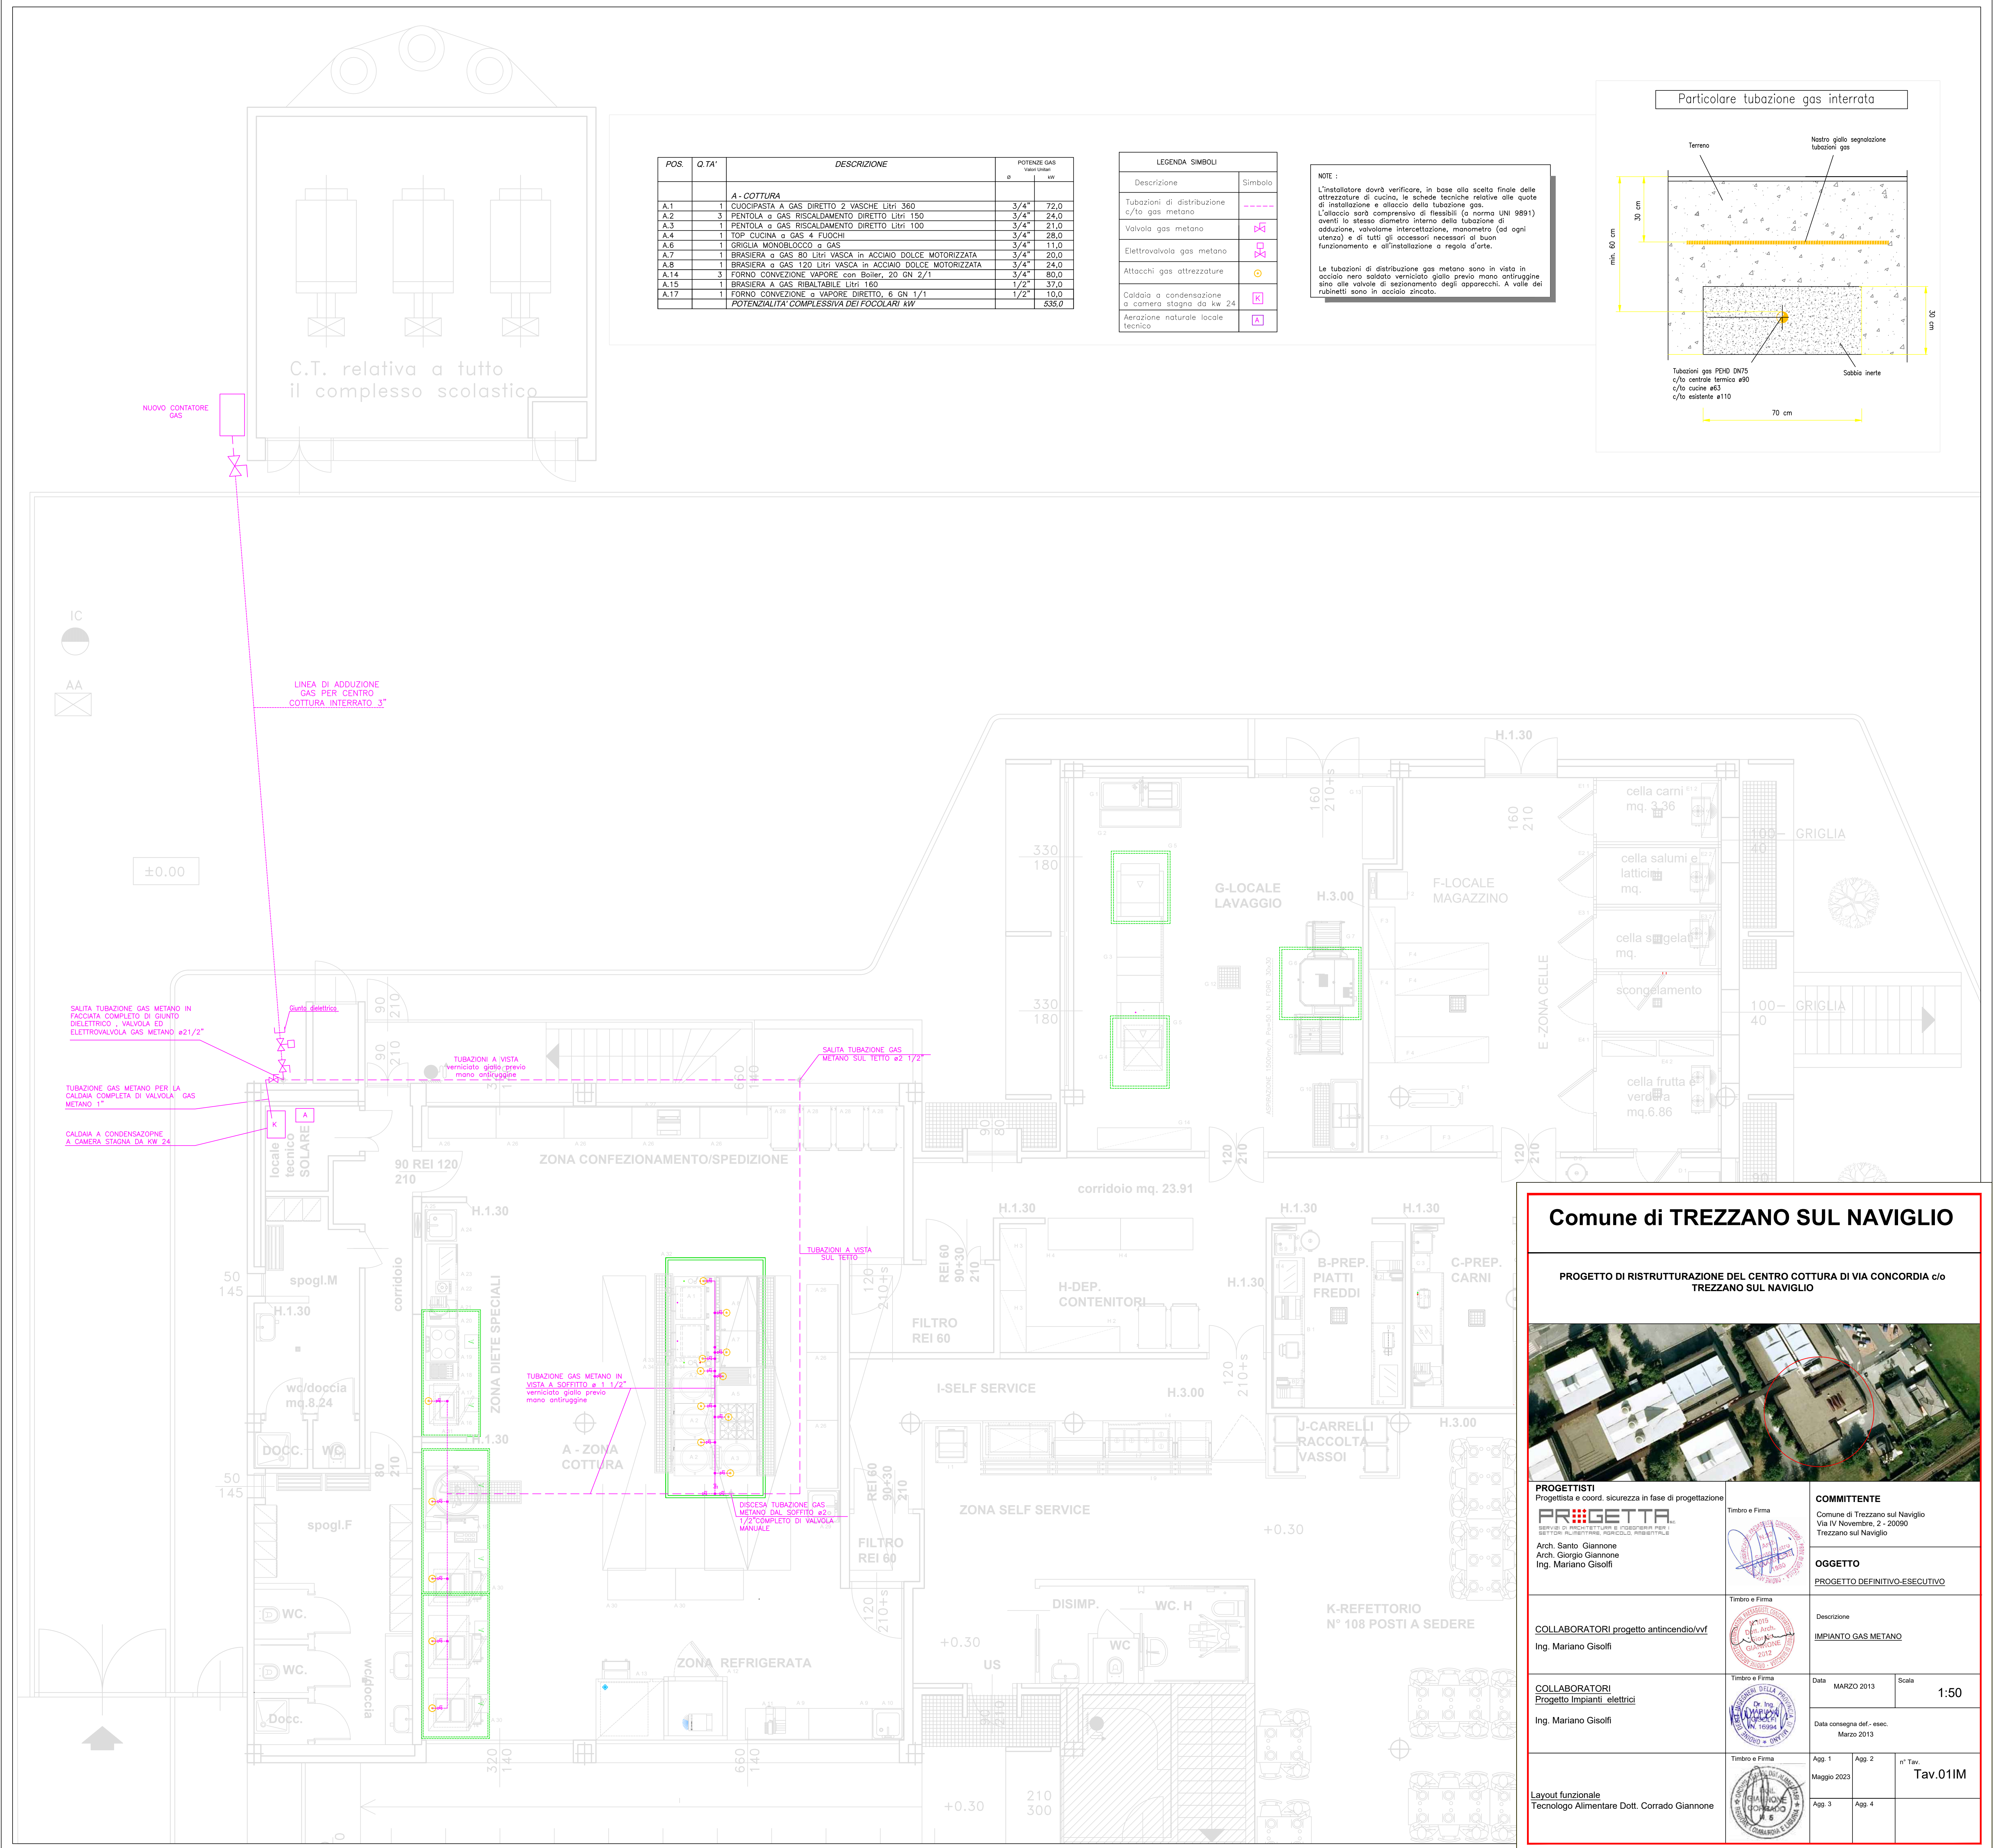

POS.	Q.TA'	DESCRIZIONE	POTENZE GAS VARI LITRI H9
A - COTTURA			
A.1	1	CUOCIPASTA A GAS DIRETTO 2 VASCHE LITRI 360	3/4** 72,0
A.2	3	PENTOLA a GAS RISCALDAMENTO DIRETTO LITRI 100	3/4** 24,0
A.3	1	PENTOLA a GAS RISCALDAMENTO DIRETTO LITRI 100	3/4** 21,0
A.4	1	TOP CUCINA a GAS 4 FUOCHI	3/4** 28,0
A.6	1	GRIGLIA MONOBLOCCO a GAS	3/4** 11,0
A.7	1	BRASIERA a GAS 80 LITRI VASCA in ACCIAIO DOLCE MOTORIZZATA	3/4** 20,0
A.8	1	BRASIERA a GAS 120 LITRI VASCA in ACCIAIO DOLCE MOTORIZZATA	3/4** 24,0
A.14	3	FORNO CONVEZIONE VAPORE con Boiler 20 GN 2/1	3/4** 80,0
A.15	1	BRASIERA A GAS RIBALTABILE LITRI 160	1/2** 37,0
A.17	1	FORNO CONVEZIONE a VAPORE DIRETTO, 6 GN 1/1	1/2** 10,0
POTENZIALITA' COMPLESSIVA DEI FOCOLARI kW			538,0


LEGENDA SIMBOLI	
Descrizione	Simbolo
Tubazioni di distribuzione c/o gas metano	---
Valvola gas metano	⌞
Elettrovalvola gas metano	⌞
Attacchi gas attrezzature	⊙
Caldai a condensazione a camera stagna da lit. 24	K
Aerazione naturale locale tecnico	A

NOTE :

L'installatore dovrà verificare, in base alla scelta finale delle attrezzature di cucina, le schede tecniche relative alle quote di installazione e allaccio della tubazione gas.


L'obbiettivo sarà comprensivo di flessibili (a norma UNI 9891) aventi lo stesso diametro interno della tubazione di adduzione, valvole intercettazione, manometro (ad ogni utenza) e di tutti gli accessori necessari al buon funzionamento e all'installazione a regola d'arte.

Le tubazioni di distribuzione gas metano sono in vista in acciaio nero saldato verniciato giallo previo mano antiruggine sino alle valvole di sezionamento degli apparecchi. A valle dei rubinetti sono in acciaio zincato.

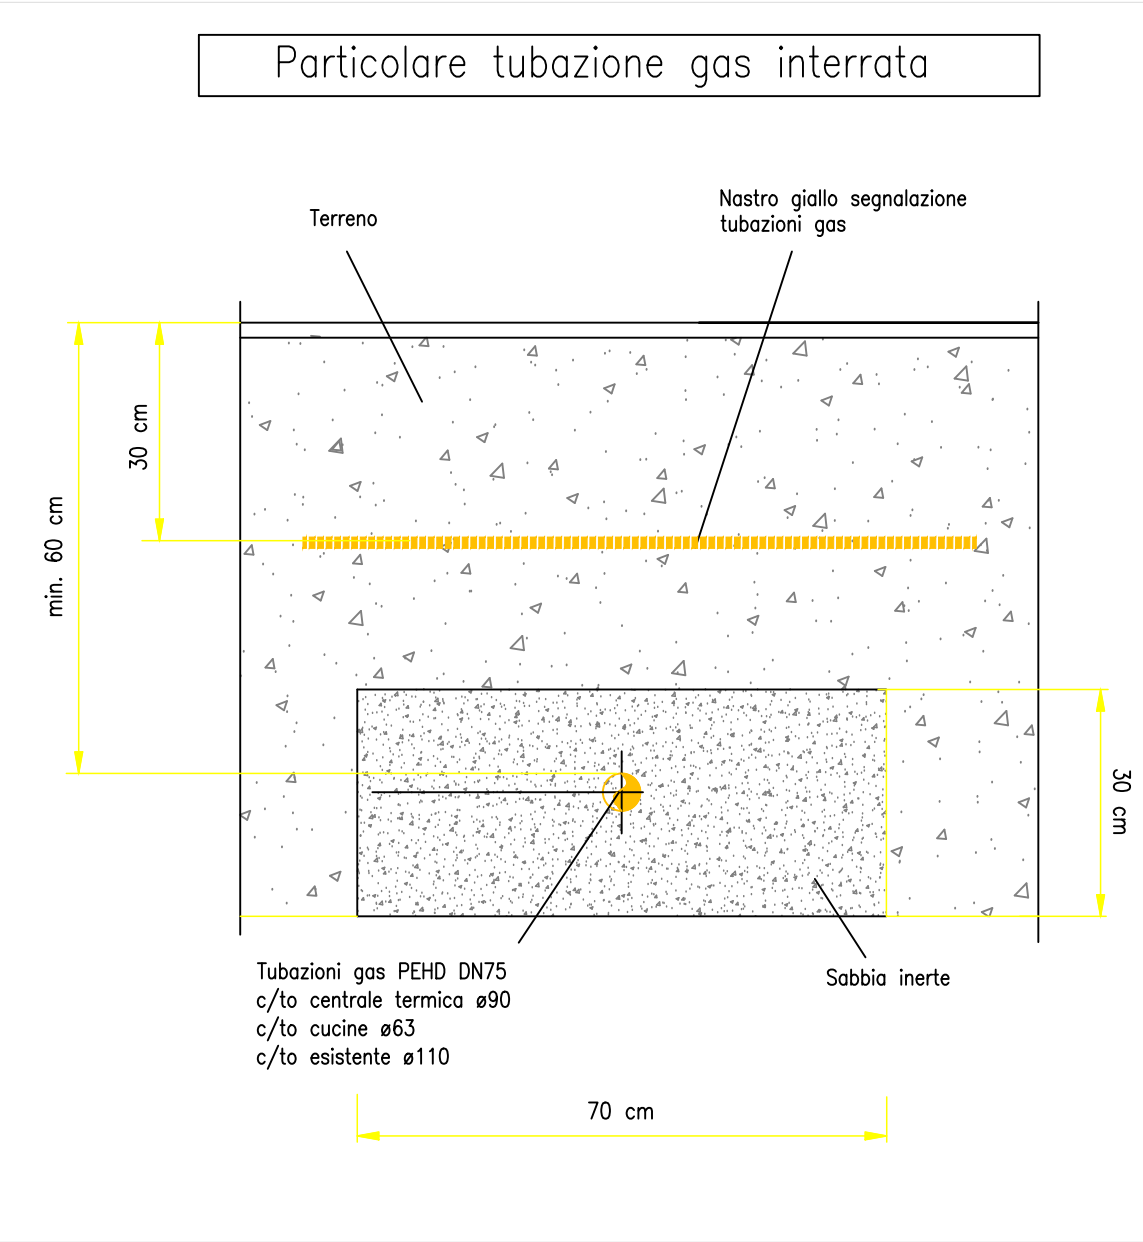

Comune di TREZZANO SUL NAVIGLIO

PROGETTO DI RISTRUTTURAZIONE DEL CENTRO COTTURA DI VIA CONCORDIA c/o TREZZANO SUL NAVIGLIO

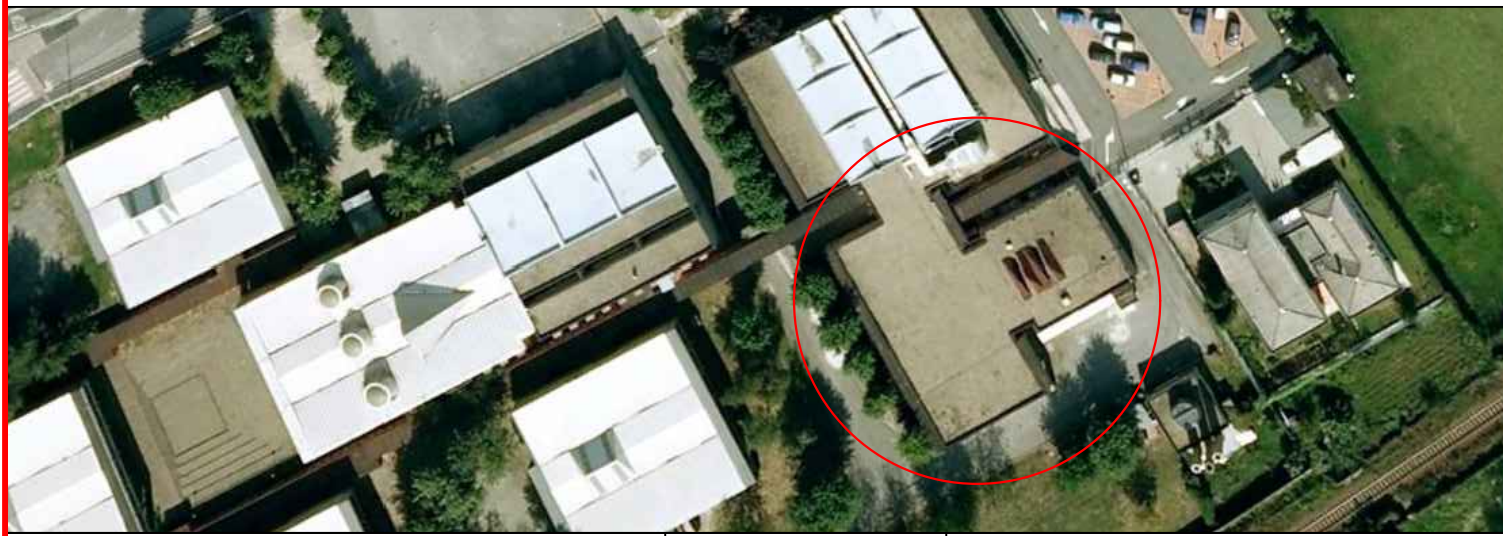

PROGETTISTI
Progettista e coord. sicurezza in fase di progettazione
FRIGGETTA
SERVIZIO DI PROGETTAZIONE E CONSULTING
Arch. Santo Giannone
Arch. Giorgio Giannone
Ing. Mariano Gisolfi

COMMITTENTE
Comune di Trezzano sul Naviglio
Via IV Novembre, 2 - 20090
Trezzano sul Naviglio


OGGETTO
PROGETTO DEFINITIVO-ESECUTIVO

COLLABORATORI progetto antincendio/vvf
Ing. Mariano Gisolfi

COLLABORATORI
Progetto Impianti elettrici
Ing. Mariano Gisolfi

Layout funzionale
Tecnologo Alimentare Dott. Corrado Giannone

Timbro e Firma

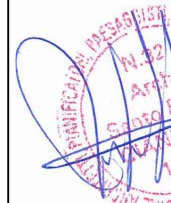

Timbro e Firma



Timbro e Firma



Timbro e Firma



Descrizione

IMPIANTO GAS METANO

Data

MARZO 2013

Scala

1:50

Data consegna del - esec.

Marzo 2013

Agg. 1

Maggio 2023

Agg. 2

Agg. 3

Agg. 4

1° Tav.

Tav.01IM