




LEGENDA

Ventilconvettore versione verticale con ripreso aria inferiore e mandata superiore previsto per installazione a parete tipo AEMEC o similare modello FCX-ACN completo di termostato ambiente, commutatore di velocità, commutatore e/i e termostato di minima temperatura tarato a 40°C.
NOTE: I fan-coil di nuova installazione dovranno essere collegati alle colonne o agli stocchi esistenti.

Radiatore tubolare in acciaio (La scelta dei corpi scaldanti e' stata effettuata con Delta T. 50)

Tubazione in ferro nero circuito radiatori, coibentato secondo normativa Ig. 10/91, con guaina KAMMANN

SCHEMA CIRCUITI DI RISCALDAMENTO

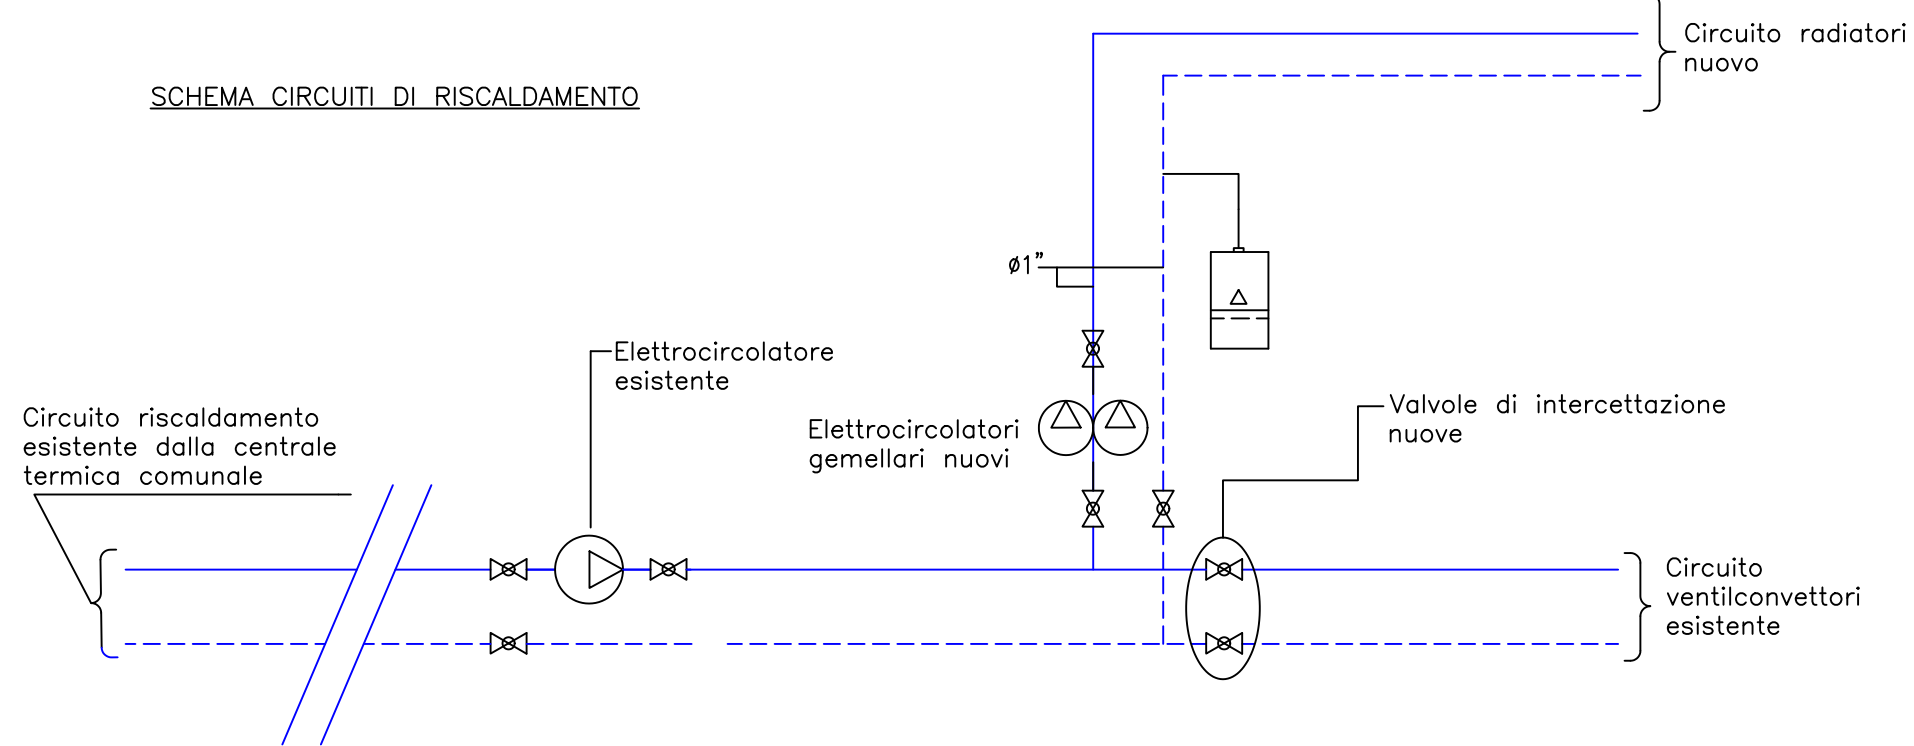

NOTE DI INSTALLAZIONE


Gli attraversamenti di strutture di compartimentazione REI devono essere protetti con manicotti tagliafuoco o equivalenti aventi uguale resistenza al fuoco della struttura attraversata.

Le tubazioni di distribuzione devono essere coibentate con:
-guaina spessore L.10/91 quelle calde
-guaina isolante antistillicidio quelle fredde

Le tubazioni in vista all'interno dei locali dovranno successivamente essere protette con foglio di pvc


Le tubazioni di distribuzione gas metano sono in vista in acciaio nero saldato sino alle valvole di sezionamento degli apparecchi. A valle dei rubinetti sono in acciaio zincato.

Per particolari costruttivi e di staffaggio e per tipologia isolamenti vedere TAVOLA PARTICOLARI

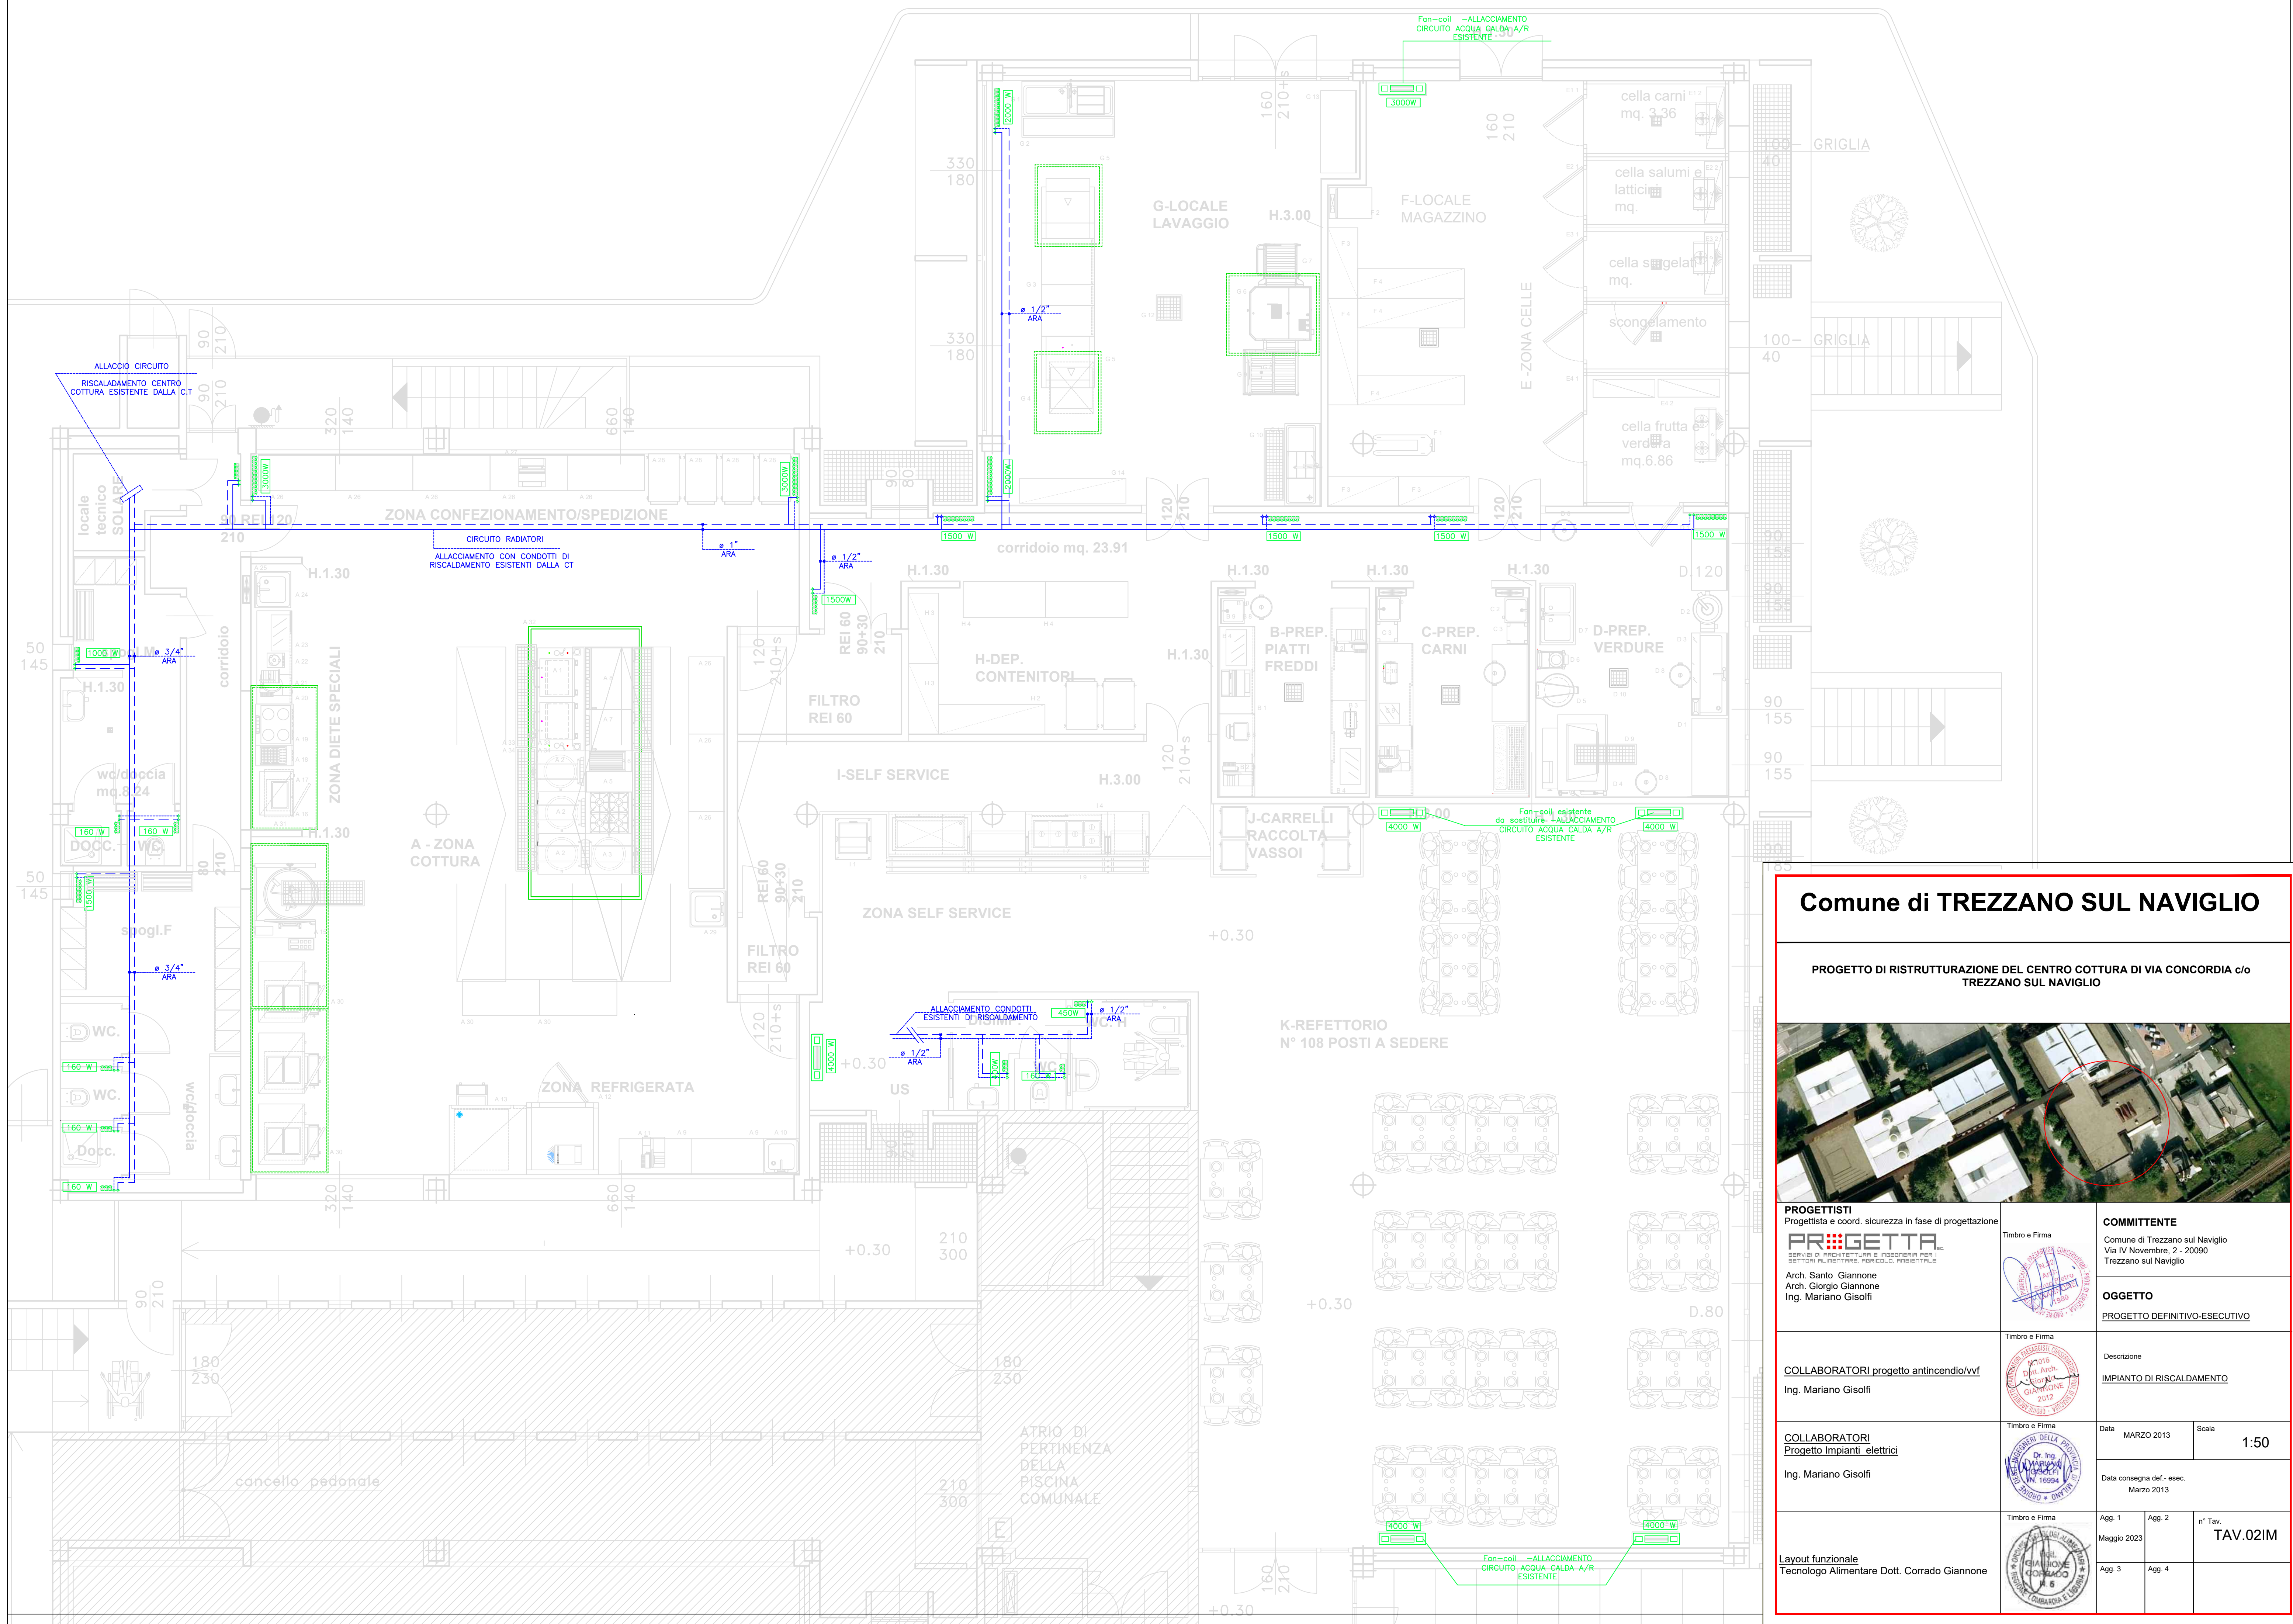

Comune di TREZZANO SUL NAVIGLIO

PROGETTO DI RISTRUTTURAZIONE DEL CENTRO COTTURA DI VIA CONCORDIA c/o TREZZANO SUL NAVIGLIO

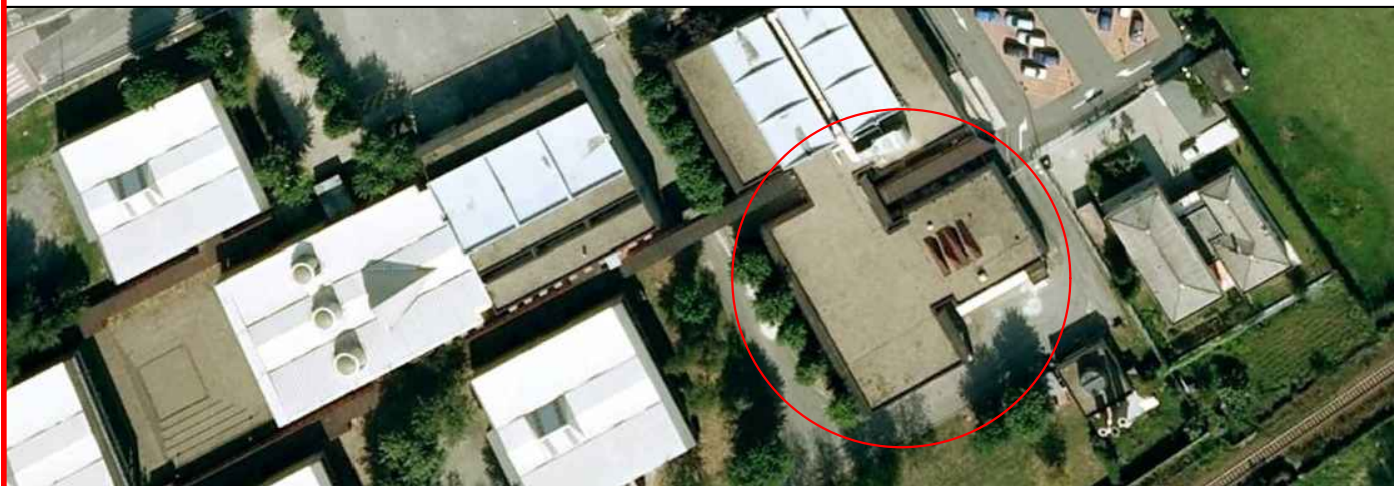

PROGETTISTI Progettista e coord. sicurezza in fase di progettazione PR:GETTA SERVIZIO DI PROGETTAZIONE E INDIRIZIONE PER SETTORI: ALIMENTARE, FARMACIA, ROBOTICA, ROBOTICA Arch. Santo Giannone Arch. Giorgio Giannone Ing. Mariano Gisolfi	Timbro e Firma 	COMMITTENTE Comune di Trezzano sul Naviglio Via IV Novembre, 2 - 20090 Trezzano sul Naviglio
COLLABORATORI progetto antincendio/vvf Ing. Mariano Gisolfi	Timbro e Firma 	OGGETTO PROGETTO DEFINITIVO-ESECUTIVO
COLLABORATORI Progetto Impianti elettrici Ing. Mariano Gisolfi	Timbro e Firma 	Descrizione IMPIANTO DI RISCALDAMENTO
Layout funzionale Tecnologia Alimentare Dott. Corrado Giannone	Timbro e Firma 	Data MARZO 2013 Data consegna del - esec. Marzo 2013 Scale 1:50 n° Tav. TAV.021M