



LEGENDA SIMBOLI	
Descrizione	Simbolo
CALDAIA MURALE A CONDENS. SOLO ACS	
ADDOLCITORE ACS	
BOLLITORE SOLARE CON DOPPIO SERPENTINO DA 500L	
BOILER ELETTRICO ACS BAGNI DIPENDENTI DA 10 LITRI	
Tubazioni di distribuzione c/to acqua calda attrezzature	AC
Tubazione di distribuzione acqua fredda sanitaria	NF
Tubazione di distribuzione acqua fredda sanitaria	ACS
Tubazione ricircolo acqua calda sanitaria	ACS
Valvola sfera per acqua	
Rubinetto a cappuccio per acqua	

NOTE DI INSTALLAZIONE

Gli attraversamenti di strutture di compartimentazione REI devono essere protetti con manicotti tagliafuoco o equivalenti aventi uguale resistenza al fuoco della struttura attraversata.

Le tubazioni di distribuzione devono essere coibentate con:
- guaina spessore L.10/91 quelle calde
- guaina isolante antistillicidio quelle fredde


Le tubazioni in vista all'interno dei locali dovranno successivamente essere protette con foglio di pvc

Le tubazioni di distribuzione gas metano sono in vista in acciaio nero saldato sino alle valvole di sezionamento degli apparecchi. A valle dei rubinetti sono in acciaio zincato.

Per particolari costruttivi e di staffaggio e per tipologia isolamenti vedere TAVOLA PARTICOLARI

L'installatore dovrà verificare, in base alla scelta finale delle attrezzature di cucina, le schede tecniche relative alle quote di installazione e allaccio della tubazione fluidi.
L'allaccio sarà comprensivo di flessibili, valvolame intercettazione, e di tutti gli accessori necessari al buon funzionamento e all'installazione a regola d'arte.

PARTICOLARI ALLACCIAMENTI

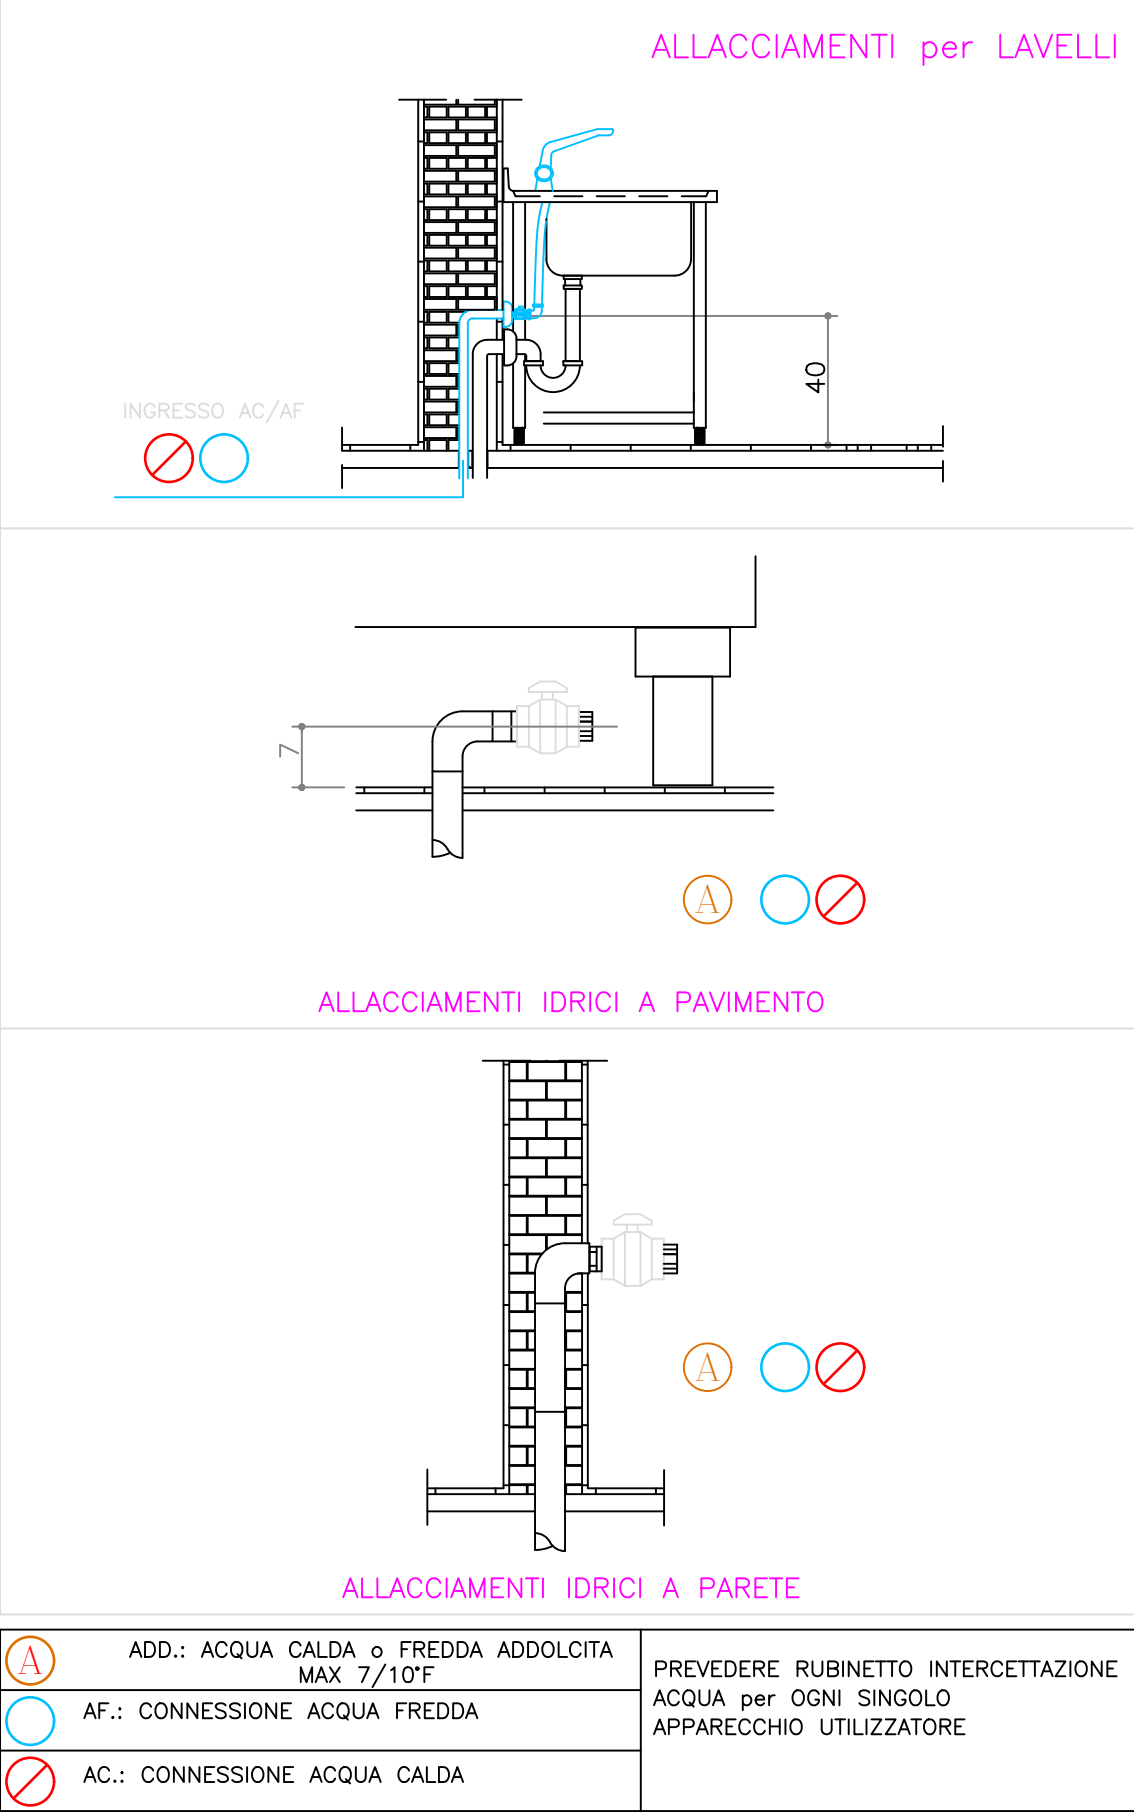

Comune di TREZZANO SUL NAVIGLIO

PROGETTO DI RISTRUTTURAZIONE DEL CENTRO COTTURA DI VIA CONCORDIA c/o TREZZANO SUL NAVIGLIO



PROGETTISTI Progettista e coord. sicurezza in fase di progettazione PR:GETTA SETTORI: FULNERITARI, PORCELLO, RESISTIBILE Arch. Santo Giannone Arch. Giorgio Giannone Ing. Mariano Gisolfi	Timbro e Firma 	COMMITTENTE Comune di Trezzano sul Naviglio Via IV Novembre, 2 - 20090 Trezzano sul Naviglio		
		OGGETTO <u>PROGETTO DEFINITIVO-ESECUTIVO</u>		
COLLABORATORI <u>progetto antincendio/vvf</u> Ing. Mariano Gisolfi	Timbro e Firma 	Descrizione IMPIANTO DISTRIBUZIONE ACS E AFS		
COLLABORATORI <u>Progetto impianti elettrici</u> Ing. Mariano Gisolfi	Timbro e Firma 	Data	MARZO 2013	Scala 1:50
		Data consegna del. esec. Marzo 2013		
Layout funzionale Tecnologo Alimentare Dott. Corrado Giannone	Timbro e Firma 	Agg. 1	Agg. 2	n° Tav. TAV 03 IM
		Agg. 3	Agg. 4	