



SCHEMA FUNZIONALE CAPPE - CANALI - CASSONETTI VENTILANTI

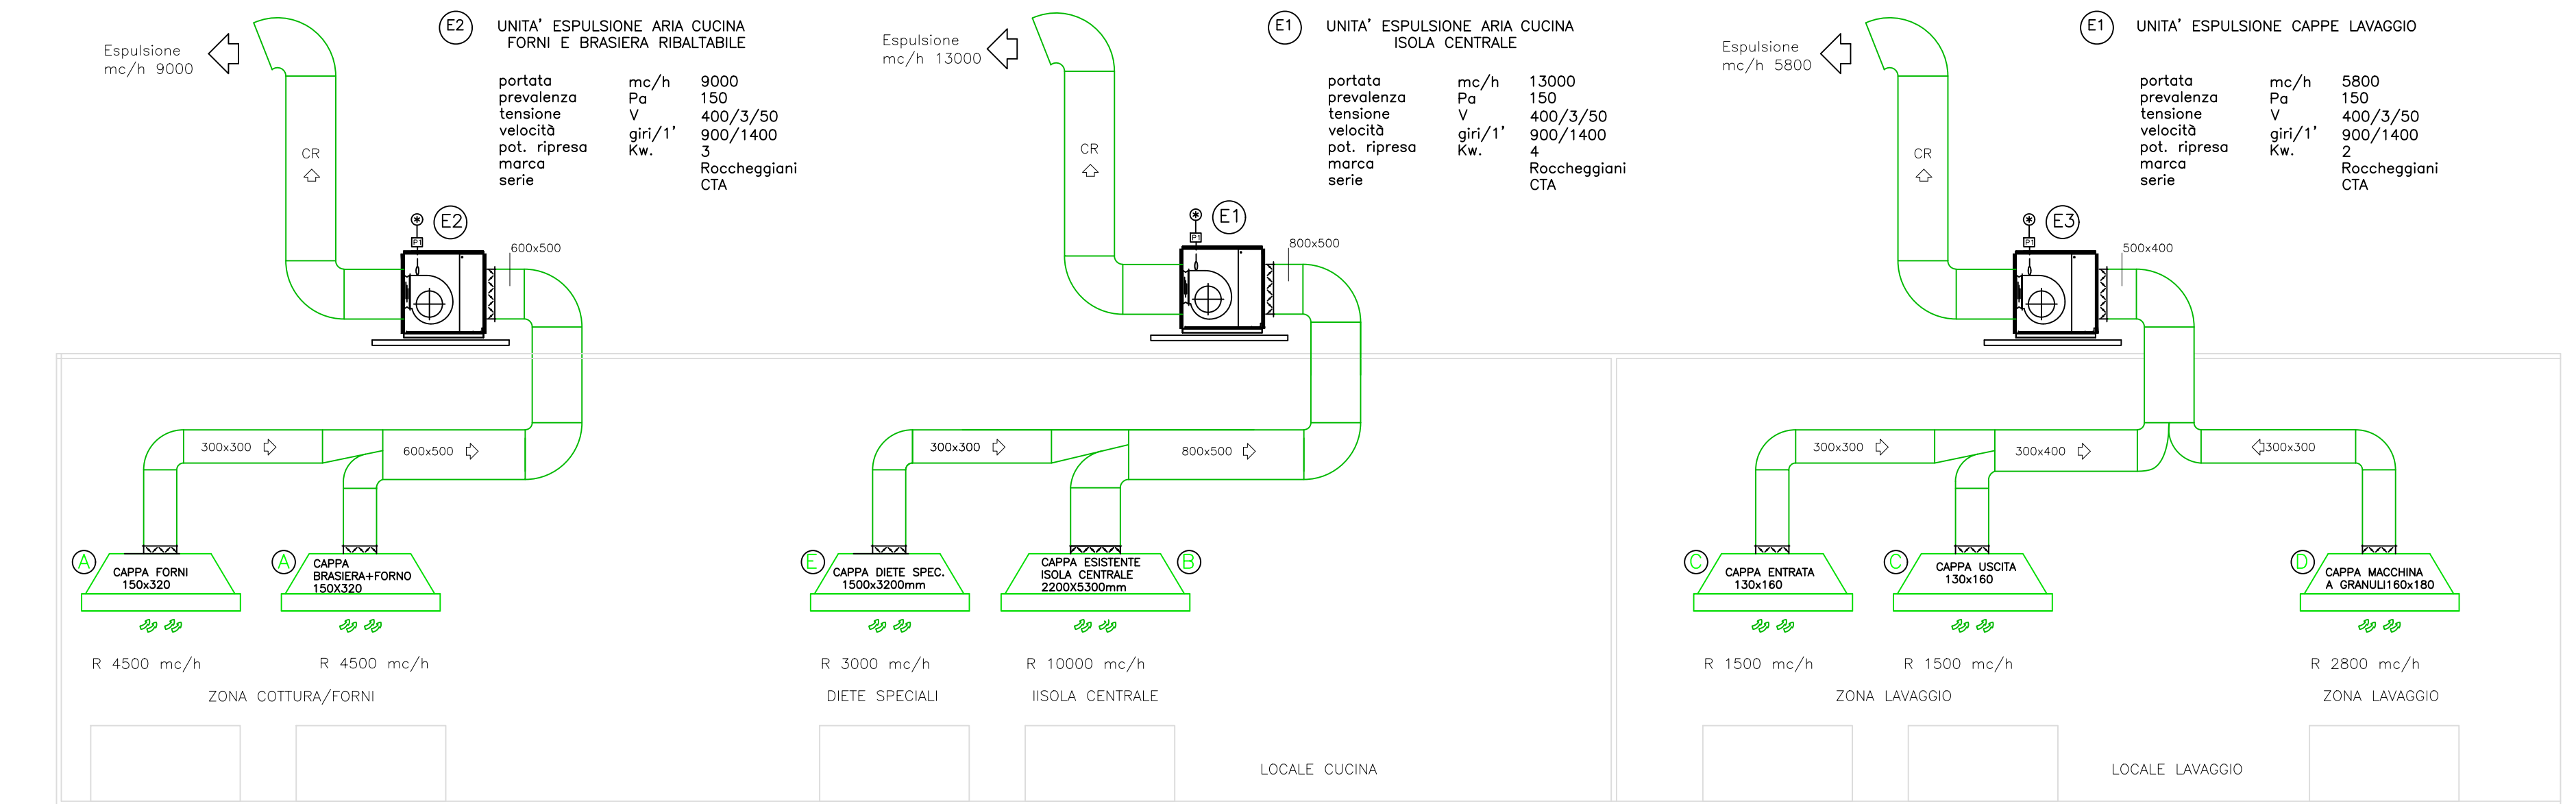

LEGENDA SIMBOLI	
Descrizione	Simbolo
Canali di ripresa ed espulsione d'aria delle cappe	
PRESSOSTATO ALLARME FLUSSO	
Cappa semplice aspirazione 1500x3200x500 mm	
Cappa semplice aspirazione ESISTENTE 2200x5200x500 mm	
Cappa semplice aspirazione 1300x1600x500 mm	
Cappa semplice aspirazione 1600x1800x500 mm	
Cappa semplice aspirazione 1300x2800x500 mm	

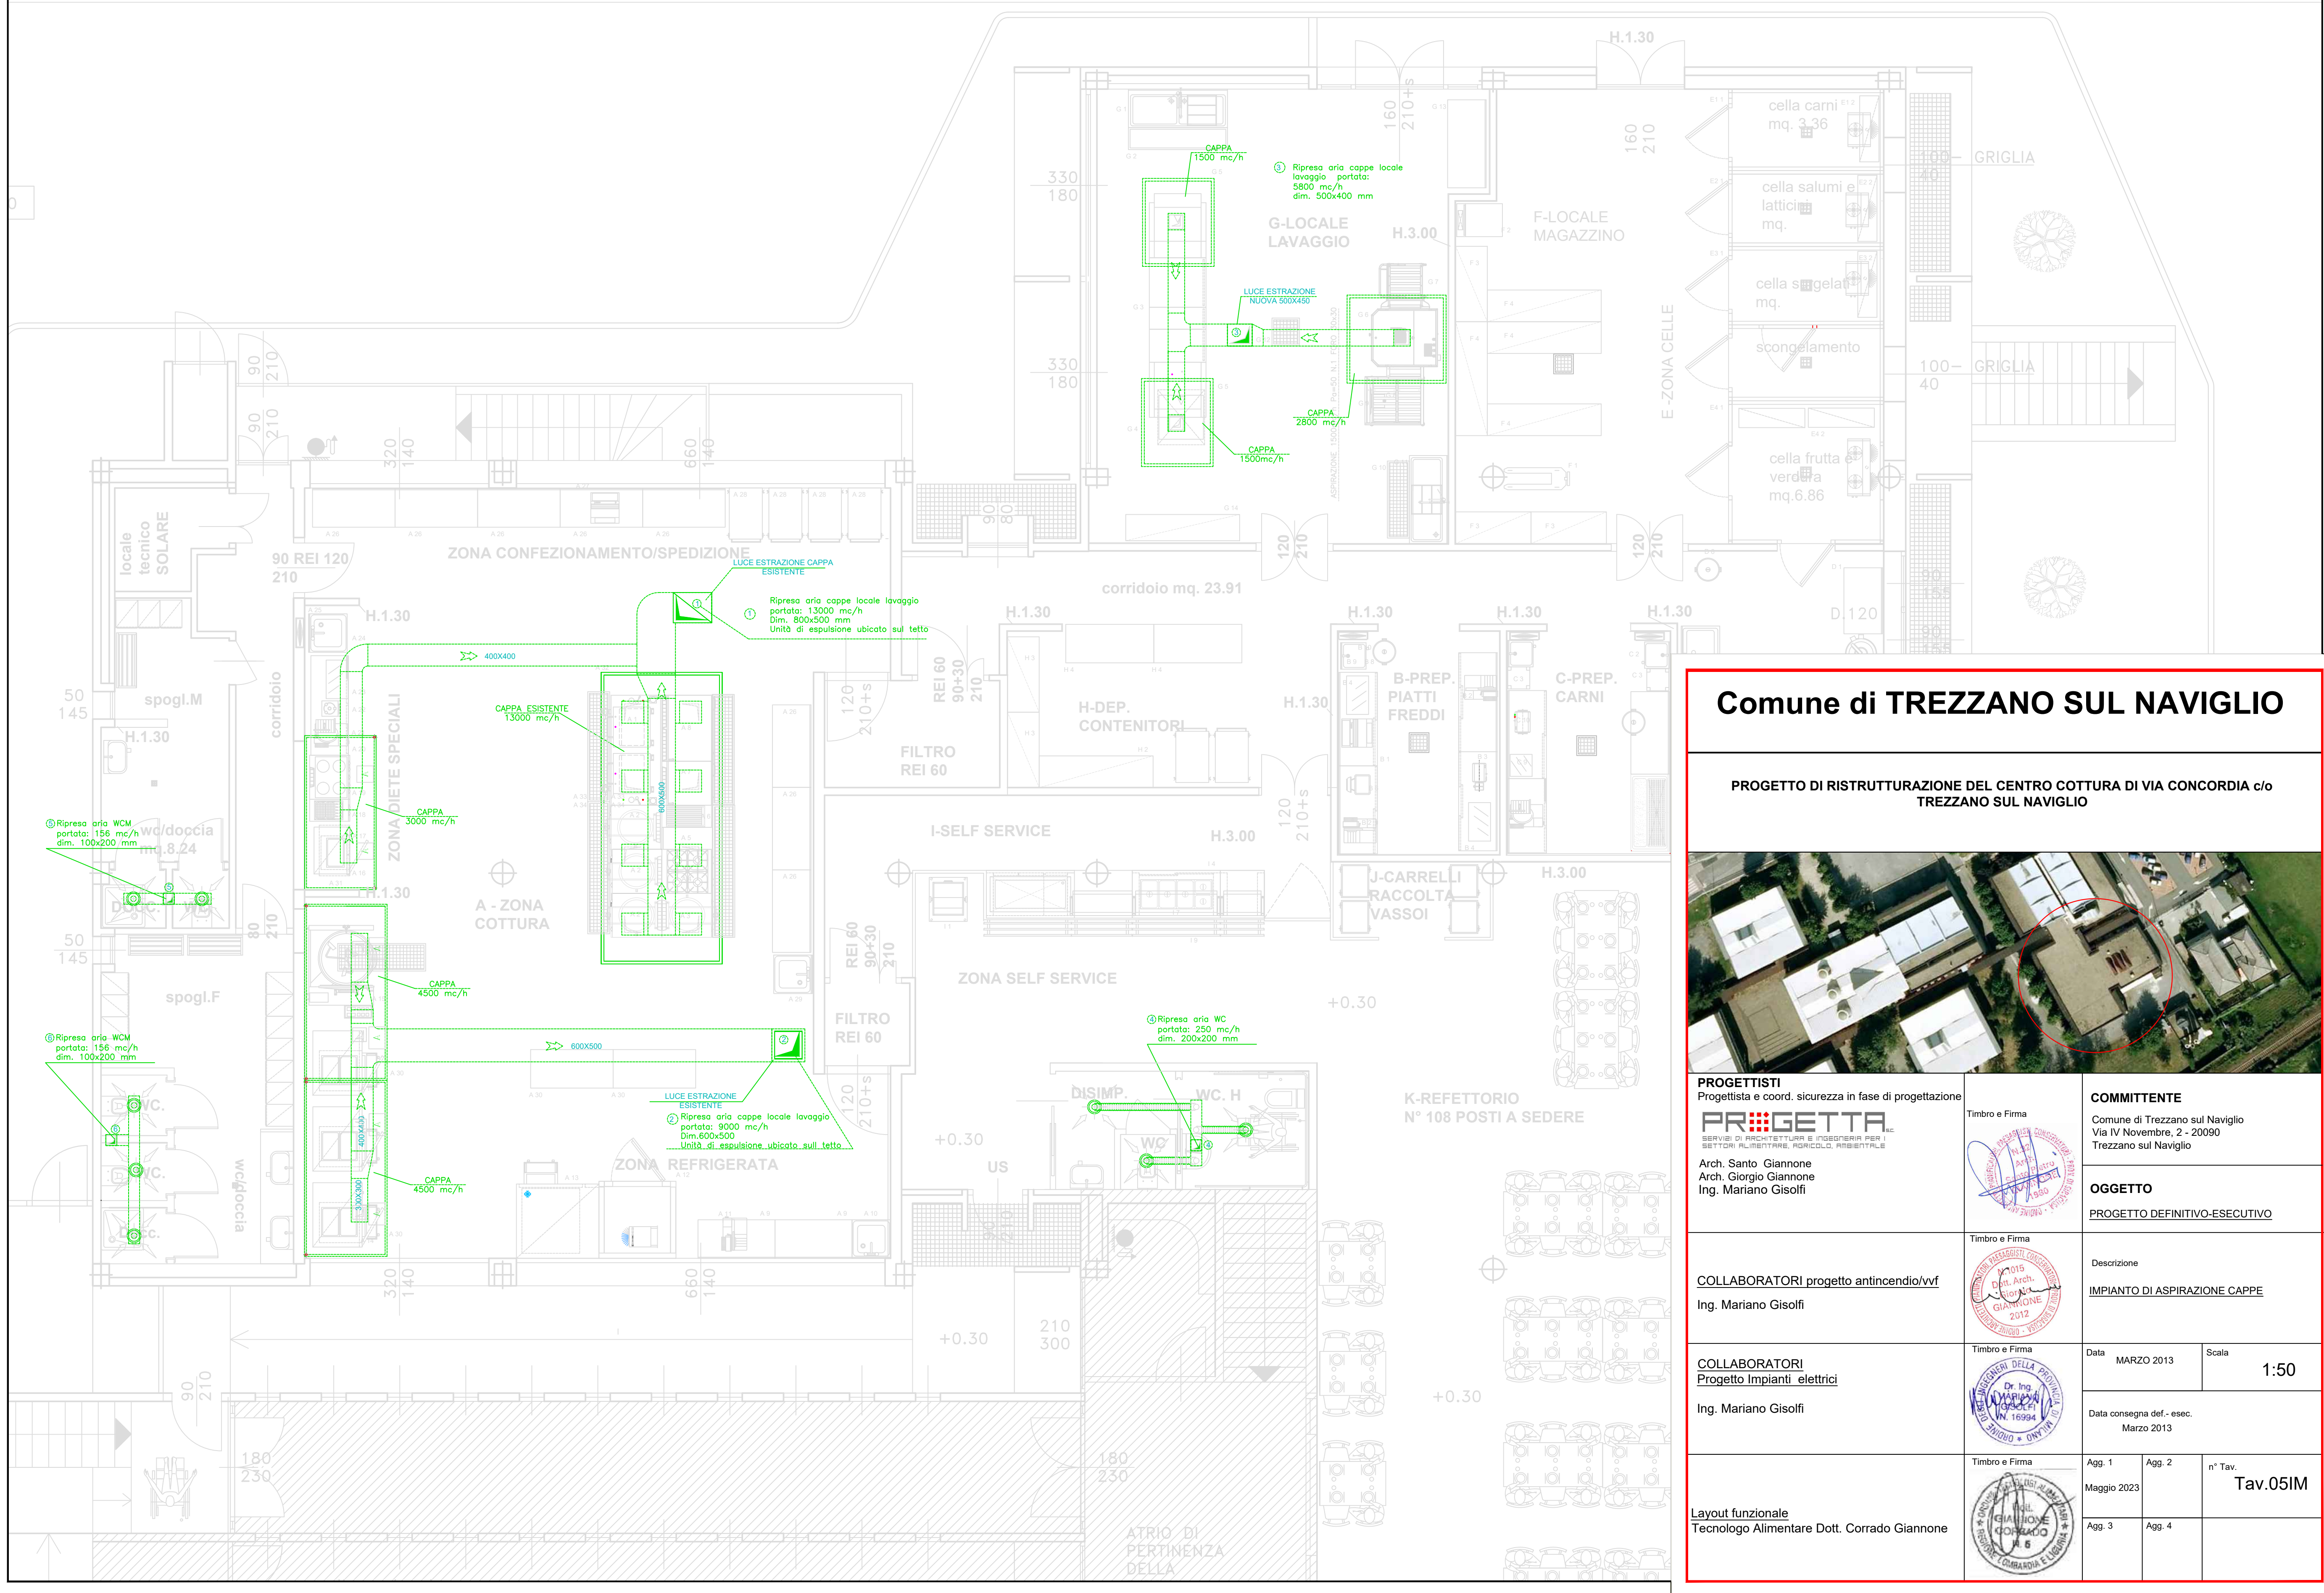

Comune di TREZZANO SUL NAVIGLIO

PROGETTO DI RISTRUTTURAZIONE DEL CENTRO COTTURA DI VIA CONCORDIA c/o TREZZANO SUL NAVIGLIO



PROGETTISTI

Progettista e coord. sicurezza in fase di progettazione

PR:GETTA

Servizi di architettura e ingegneria per il settore edile, urbanistico, ambientale e paesaggistico

Arch. Santo Giannone

Arch. Giorgio Giannone

Ing. Mariano Gisolfi

COMMITTENTE

Timbro e Firma

Comune di Trezzano sul Naviglio

Via IV Novembre, 2 - 20090

Trezzano sul Naviglio

OGGETTO

PROGETTO DEFINITIVO-ESECUTIVO

COLLABORATORI progetto antincendio/vvf

Ing. Mariano Gisolfi

COLLABORATORI Progetto Impianti elettrici

Ing. Mariano Gisolfi

Descrizione

IMPIANTO DI ASPIRAZIONE CAPPE

Data

MARZO 2013

Scala

1:50

Data consegna def. - exec. Marzo 2013

App. 1

Maggio 2023

App. 2

App. 3

App. 4

n° Tav.

Tav.05IM

Layout funzionale

Tecnologo Alimentare Dott. Corrado Giannone

Timbro e Firma

Timbro e Firma

Timbro e Firma

Timbro e Firma