


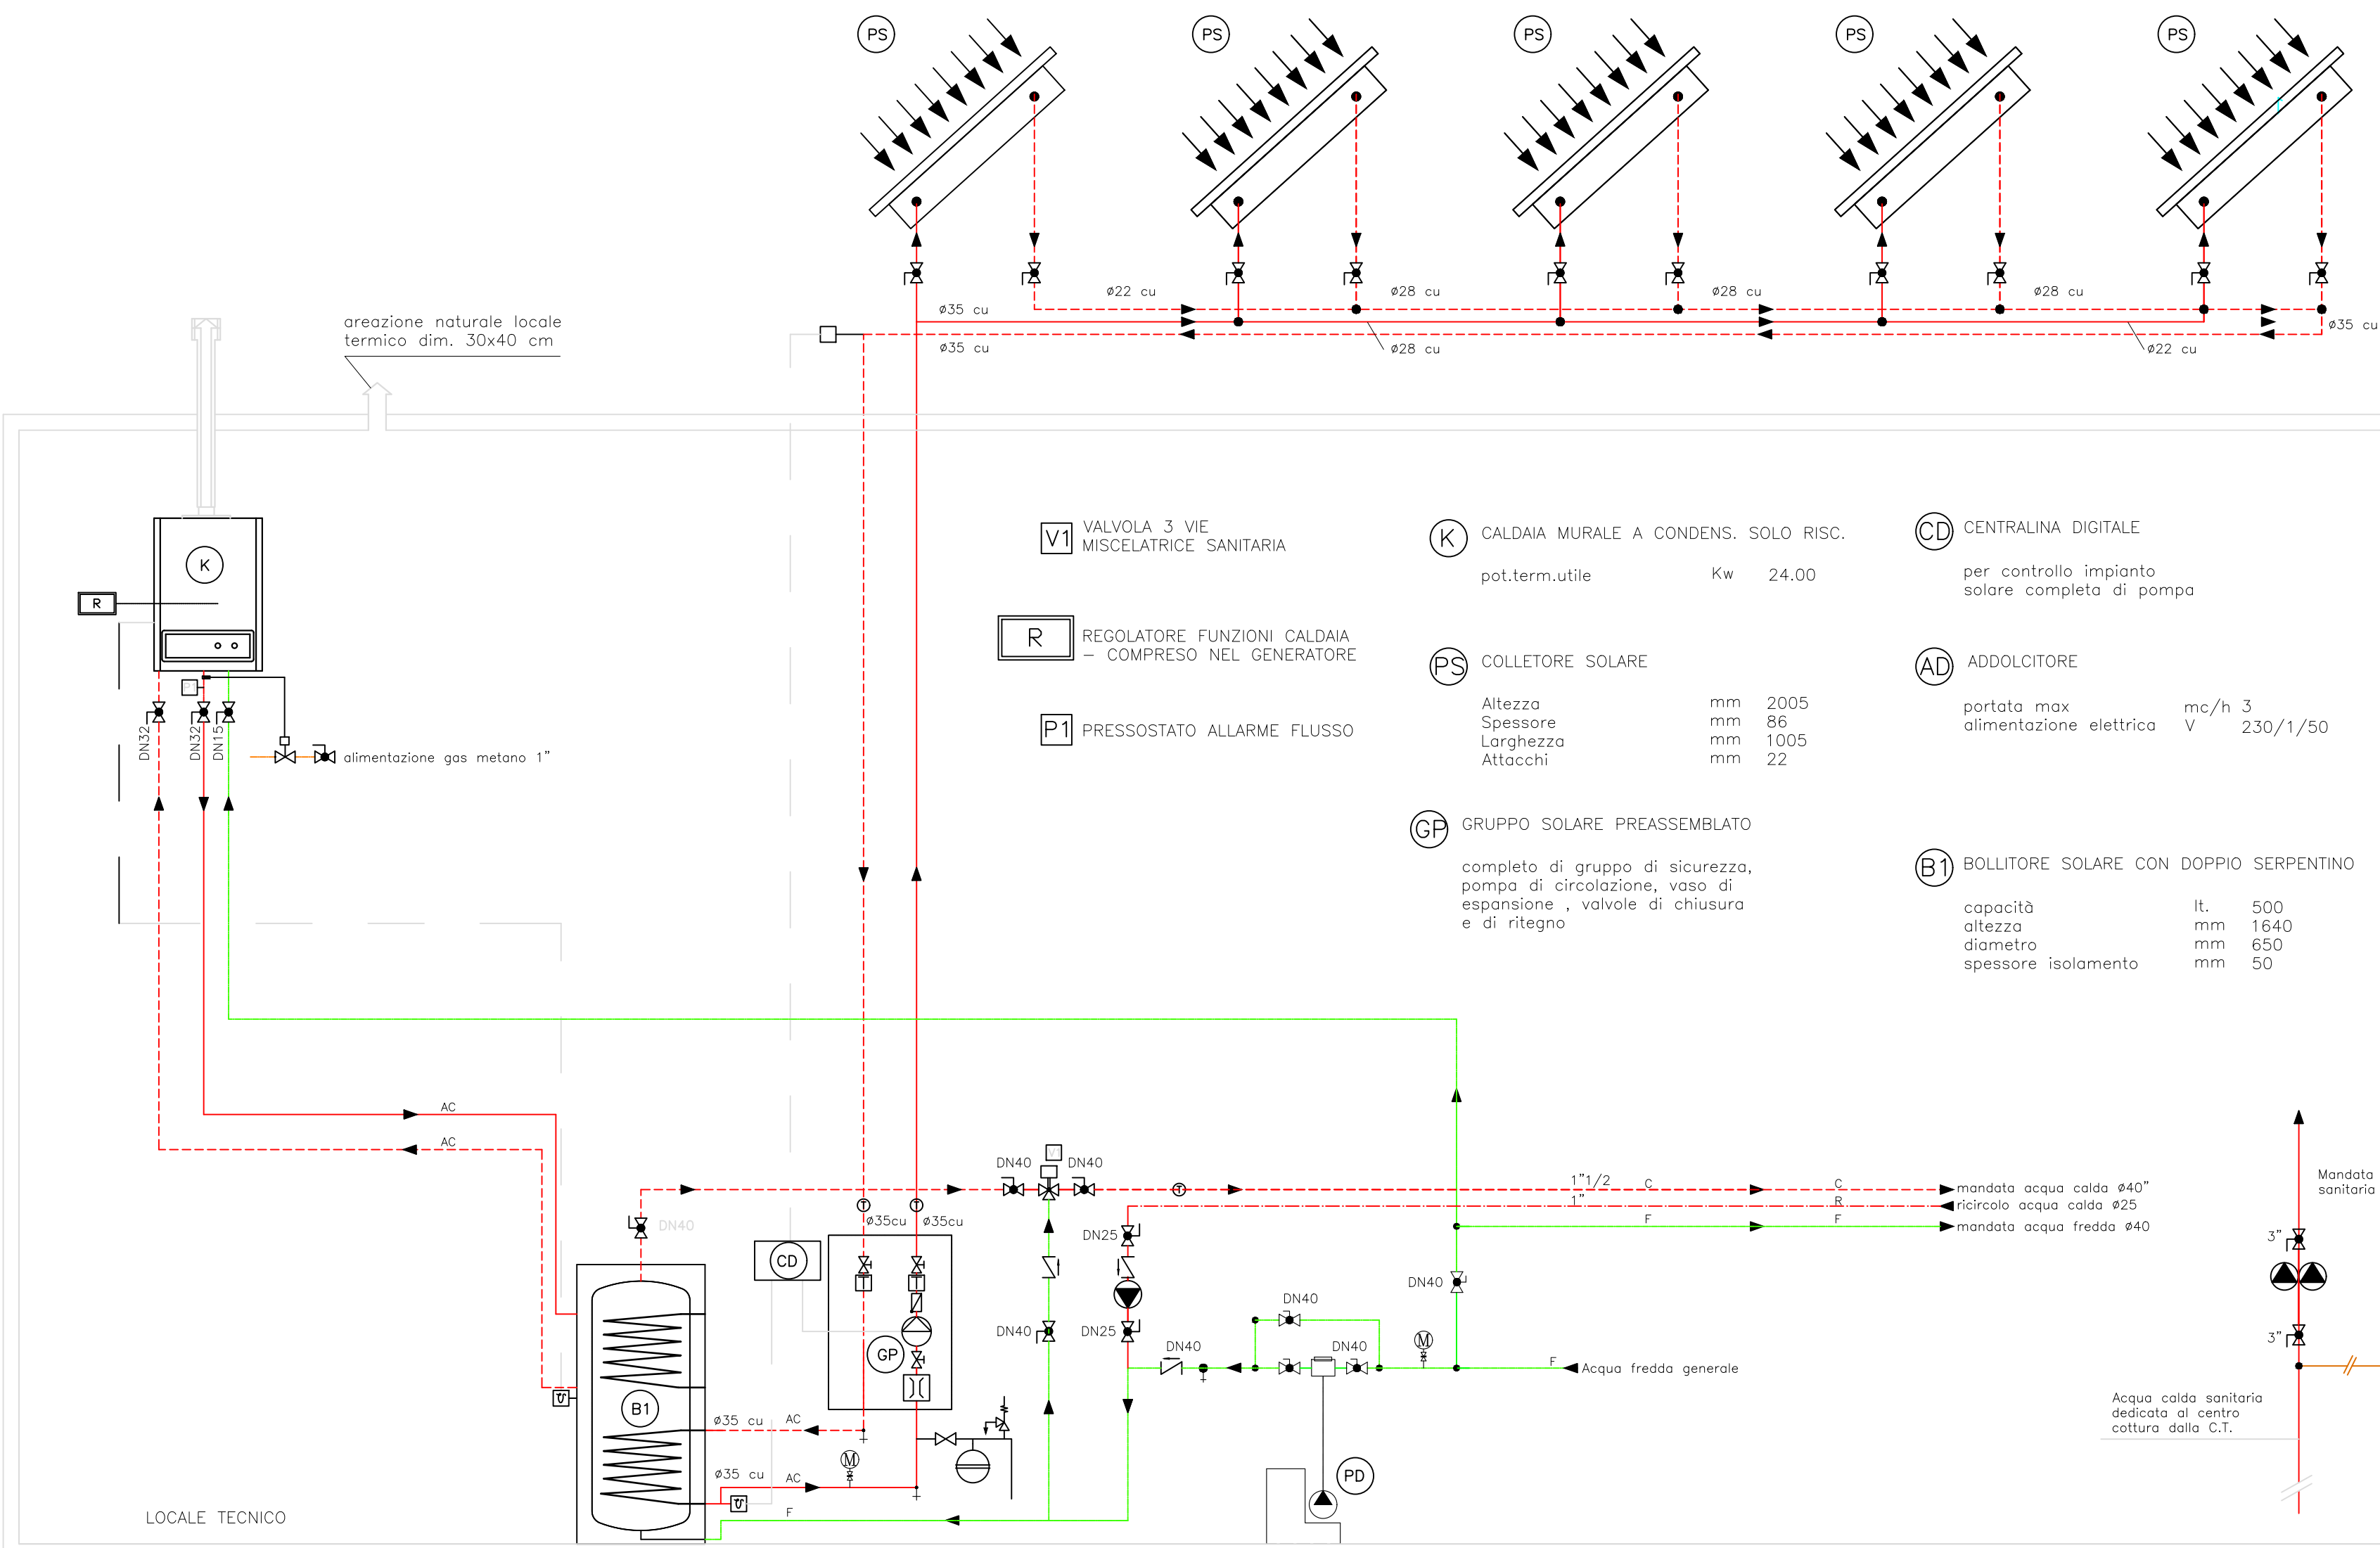

LEGENDA SIMBOLI IMPIANTI				
Descrizione	Simbolo	Descrizione	Simbolo	
Tubazioni di distribuzione c/to acqua calda in acciaio nero	AC	Valvola sfera per acqua		
Tubazione di distribuzione acqua fredda sanitaria	AF	Manometro con rubinetto		
Tubazione di distribuzione acqua calda sanitaria	AC	Circolatori singolo		
Valvola miscelatrice di regolazione		Circolatori gemellari		
Valvola di ritegno		Valvola di sicurezza 1/2"-3 bar		
Termometro a quadrante		Sensore fumi da candie		
		Rubinetto di scarico		

Comune di TREZZANO SUL NAVIGLIO

PROGETTO DI RISTRUTTURAZIONE DEL CENTRO COTTURA DI VIA CONCORDIA c/o TREZZANO SUL NAVIGLIO



PROGETTISTI
Progettista e coord. sicurezza in fase di progettazione
PR:GETTA
SERVIZI DI ARCHITETTURA E INGEGNERIA PER I SETTORI ALIMENTARE, IDRICO, AMBIENTALE
Arch. Santo Giannone
Arch. Giorgio Giannone
Ing. Mariano Gisolfi

Timbro e Firma

COMMITTENTE
Comune di Trezzano sul Naviglio
Via IV Novembre, 2 - 20090
Trezzano sul Naviglio

OGGETTO
PROGETTO DEFINITIVO-ESECUTIVO

COLLABORATORI progetto antincendio/vvf
Ing. Mariano Gisolfi

Timbro e Firma

Descrizione
SCHEMA FUNZIONALE LOCALE TECNICO

COLLABORATORI
Progetto Impianti elettrici
Ing. Mariano Gisolfi

Timbro e Firma

Data MARZO 2013
Scala 1:50
Data consegna def.- esec. Marzo 2013

Layout funzionale
Tecnologo Alimentare Dott. Corrado Giannone

Timbro e Firma

Agg. 1 Agg. 2 n° Tav.
Maggio 2023 Tav.06IM
Agg. 3 Agg. 4