



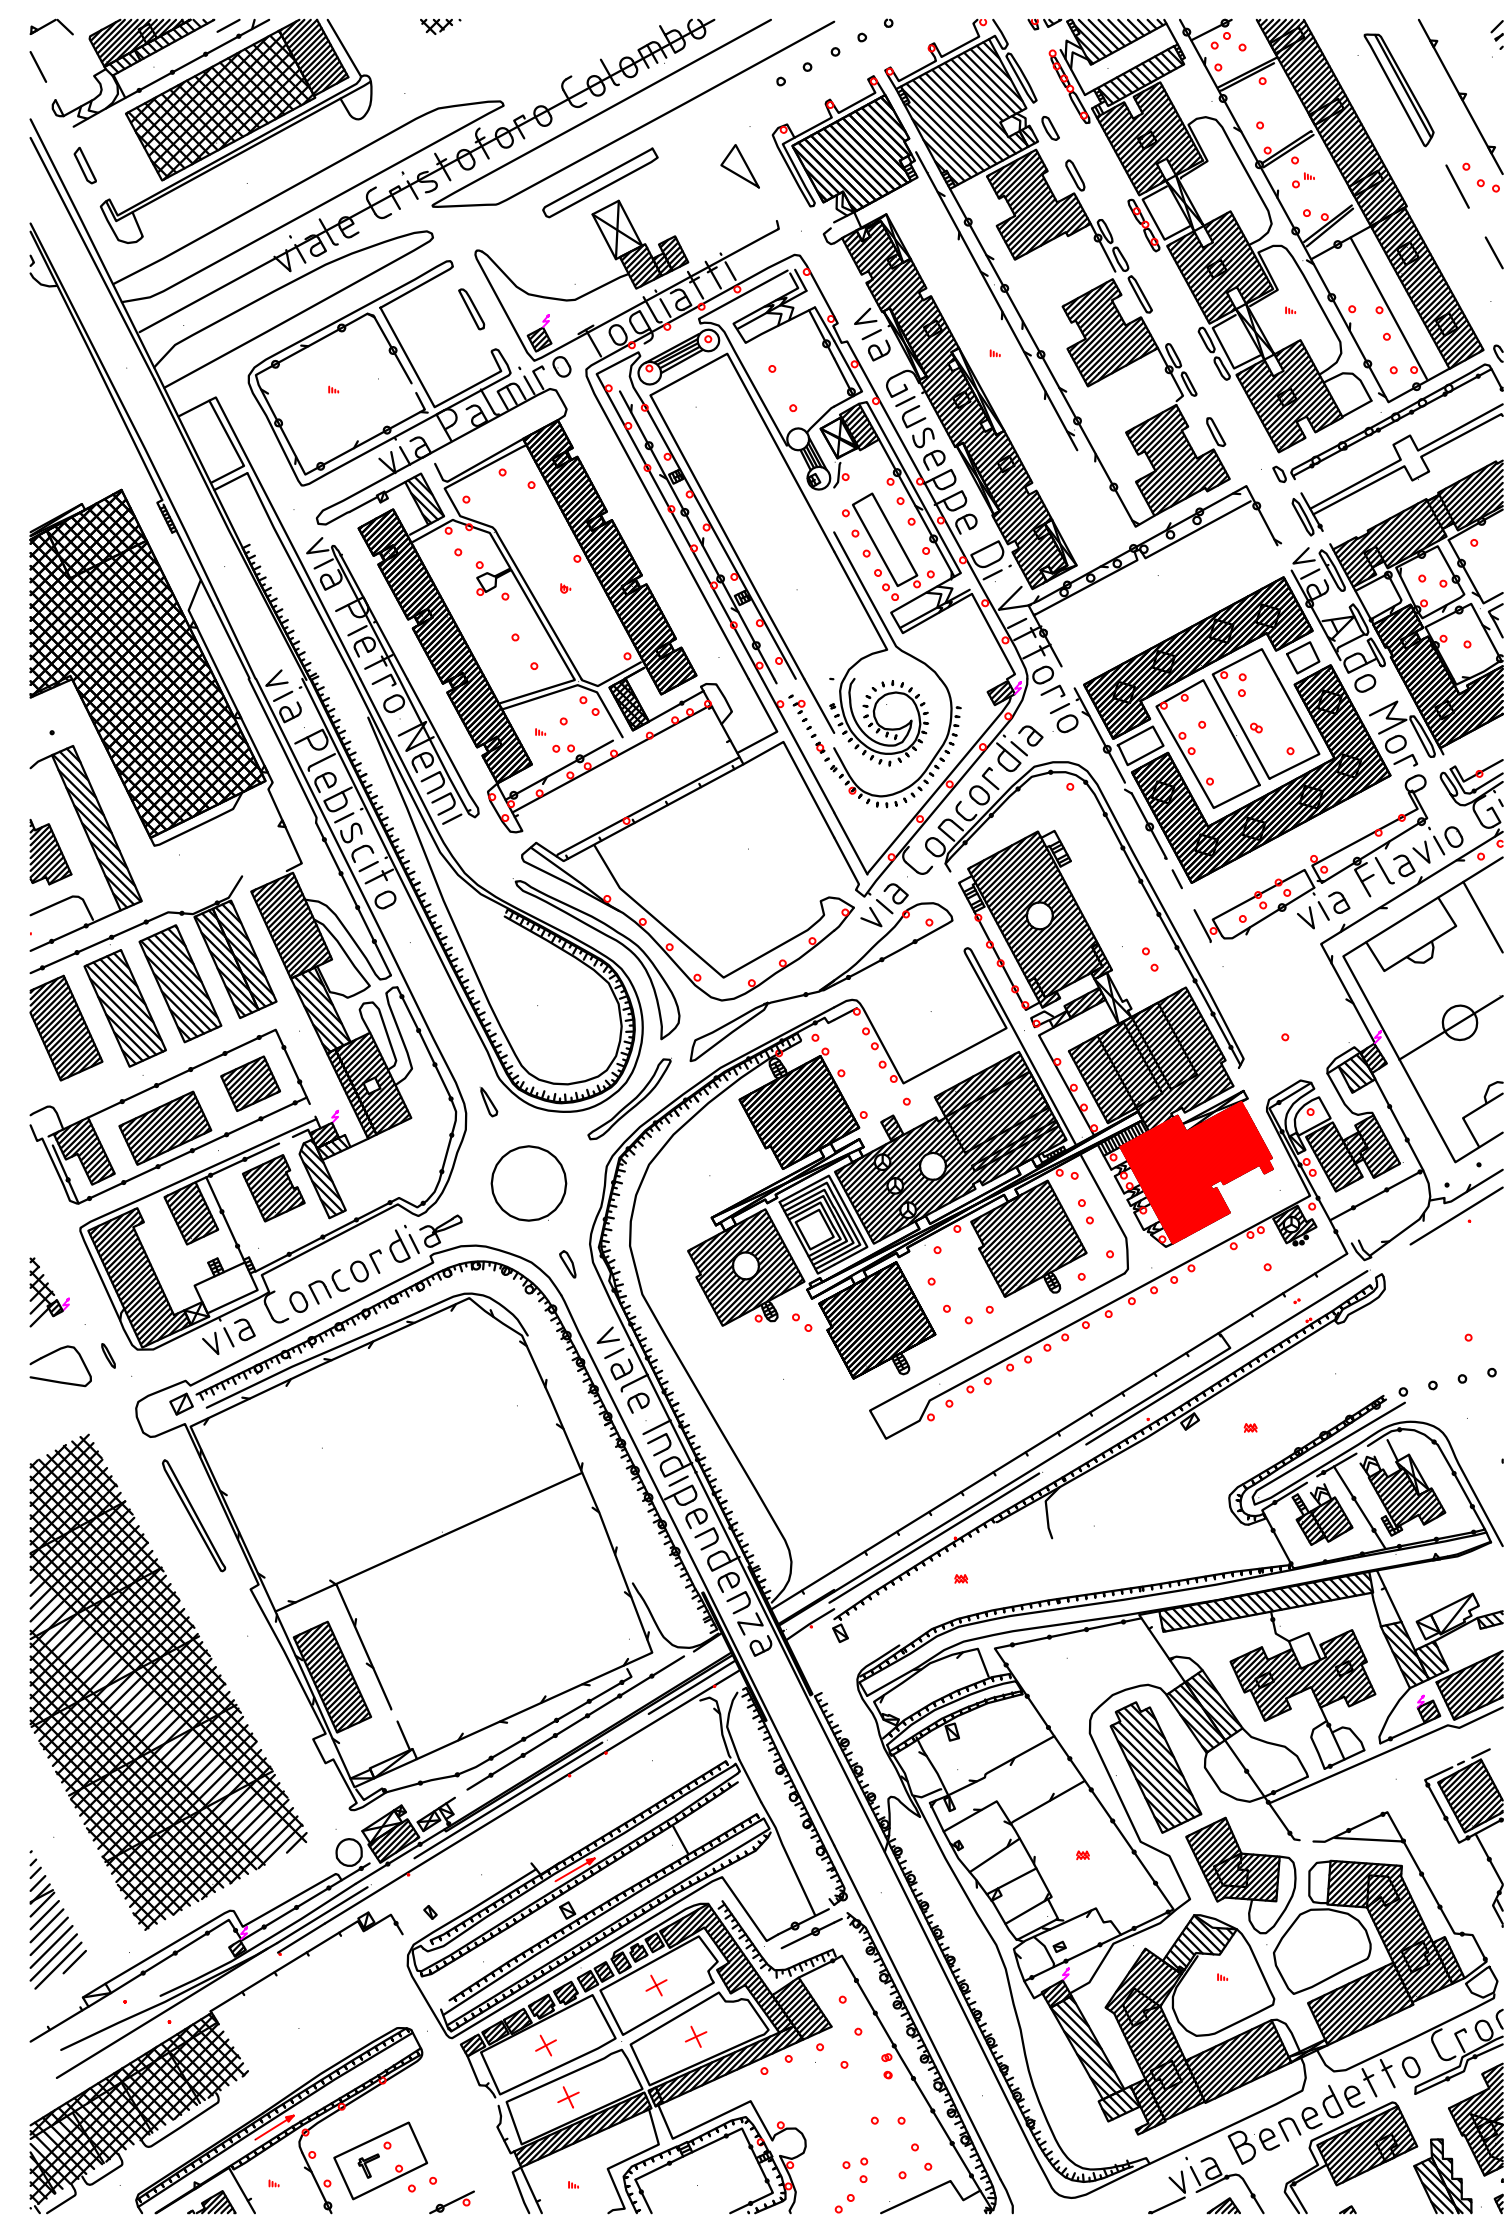


SCALA 1:2000

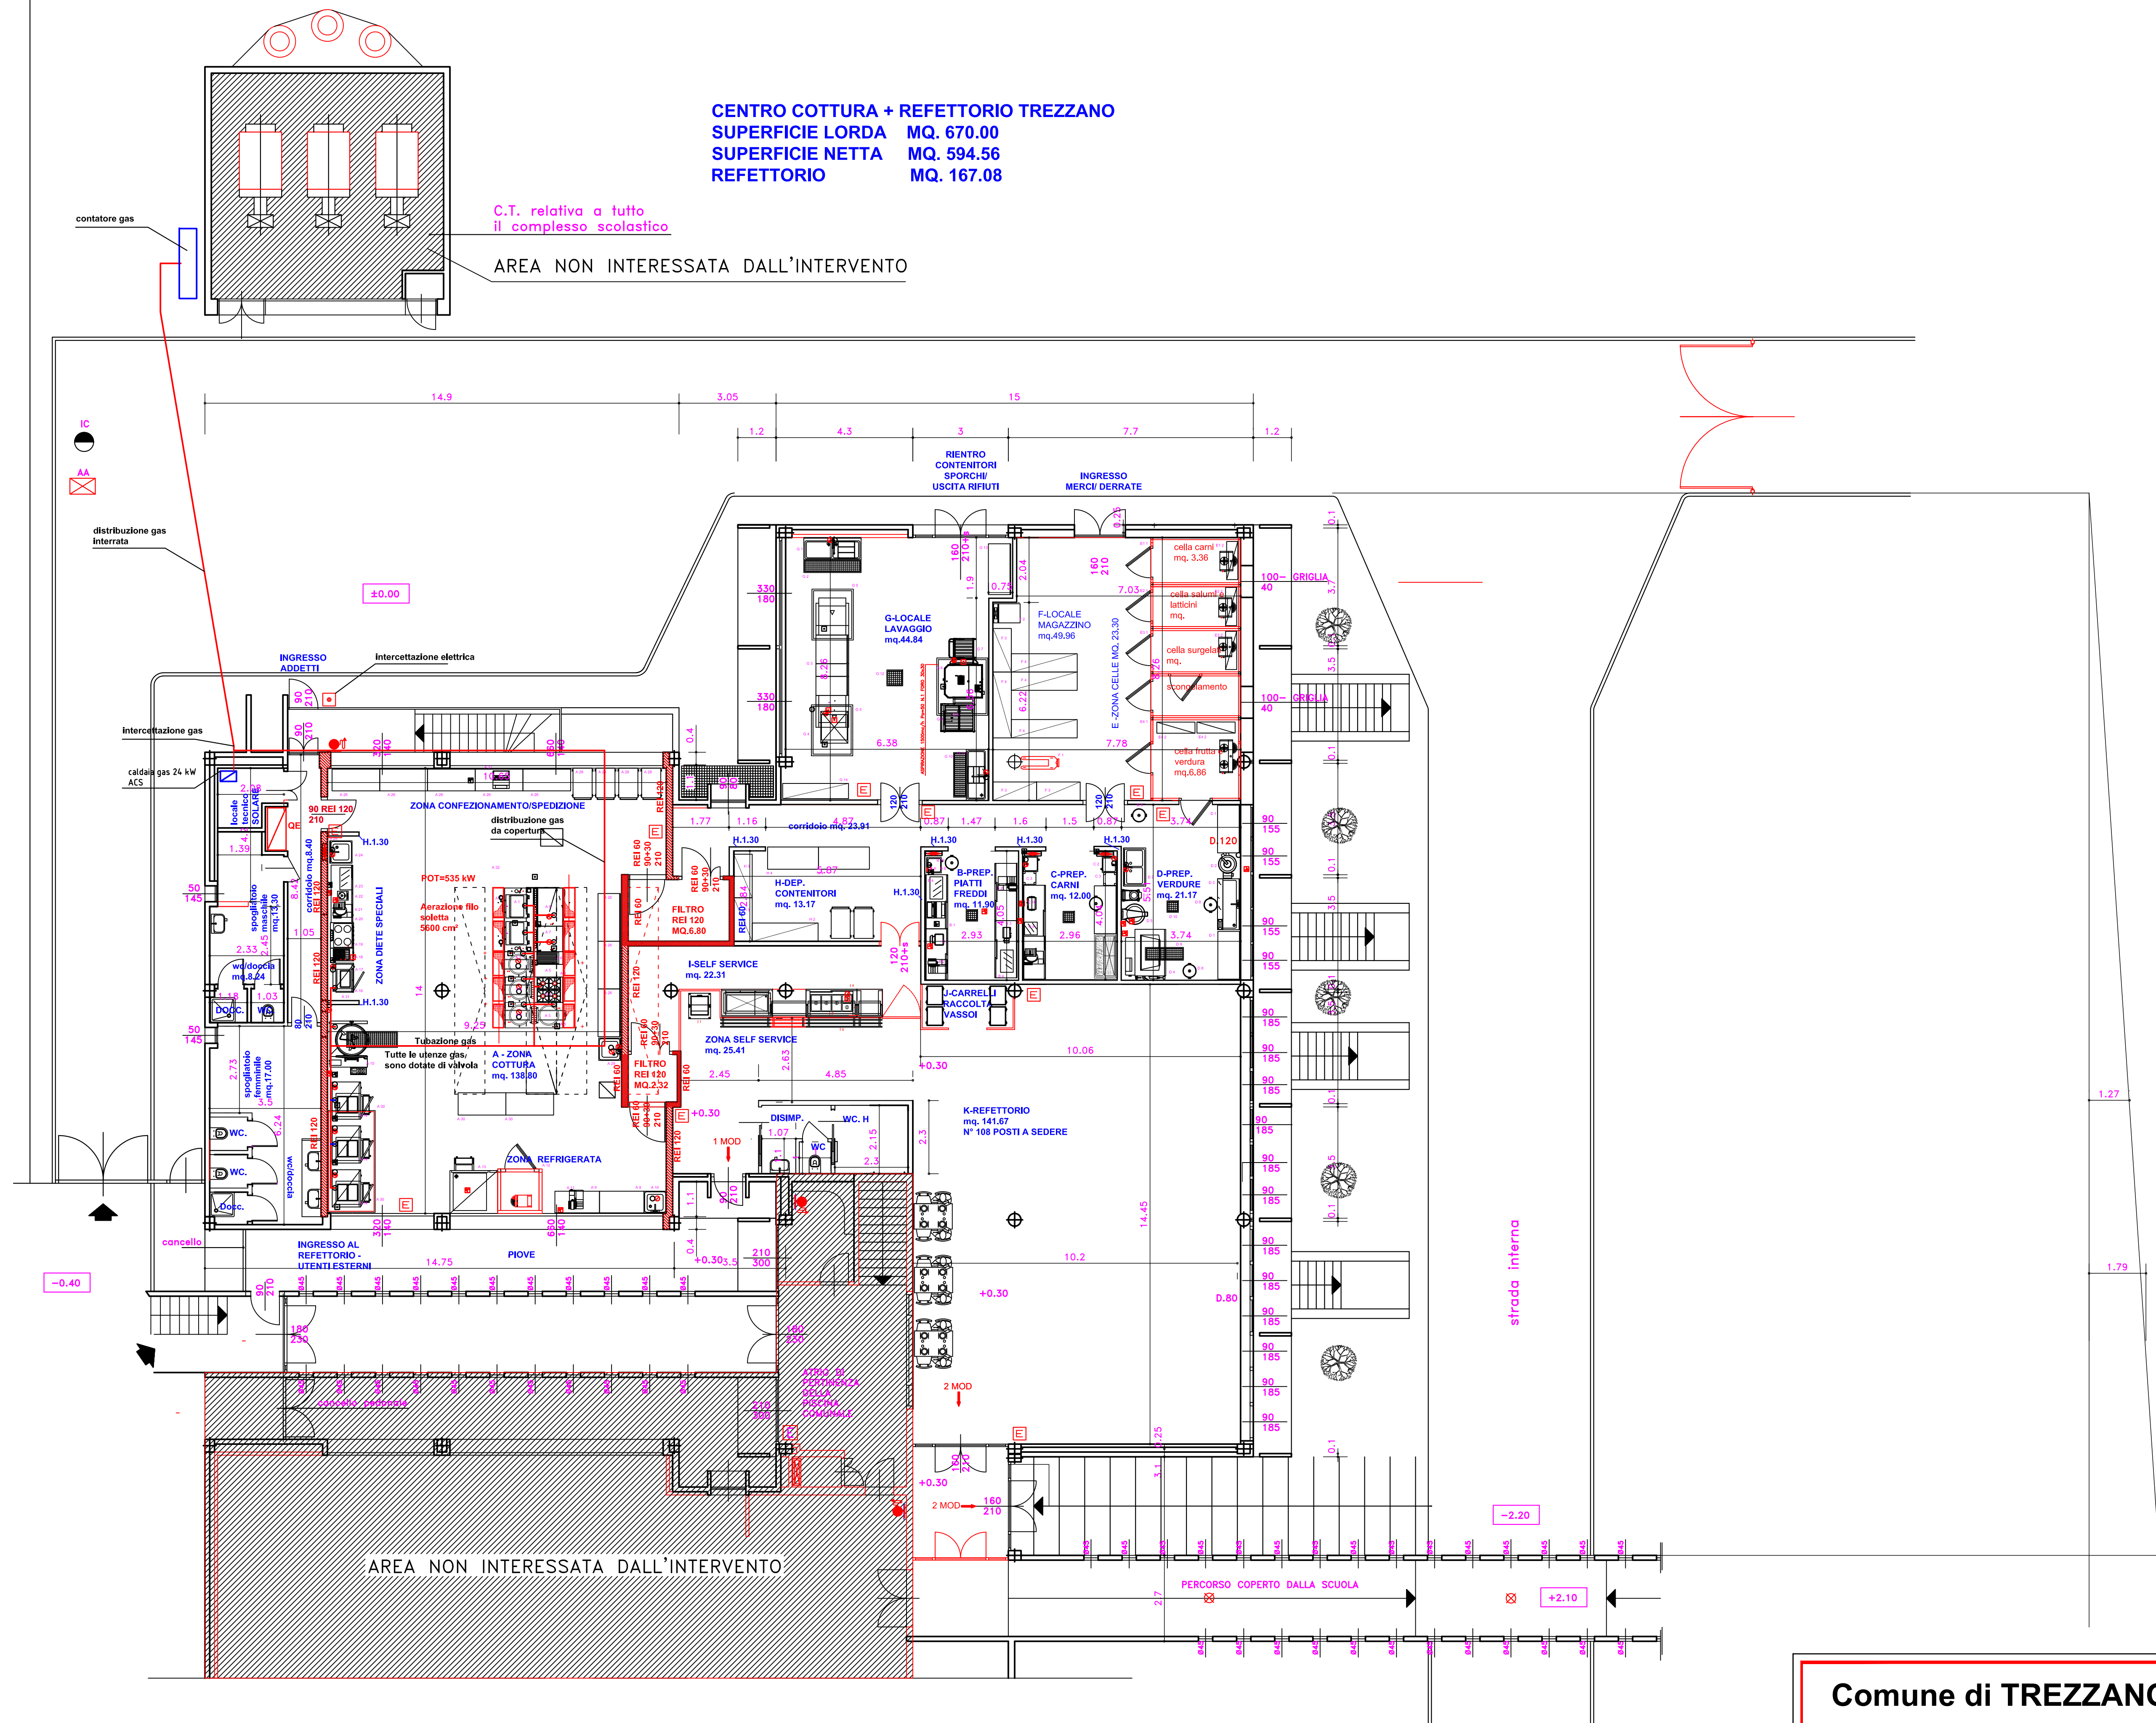


LEGENDA

- Quadro elettrico
- Intercettazione elettrica
- Idrante UNI45
- Estintore 21A89BC
- Uscita emergenza in piano

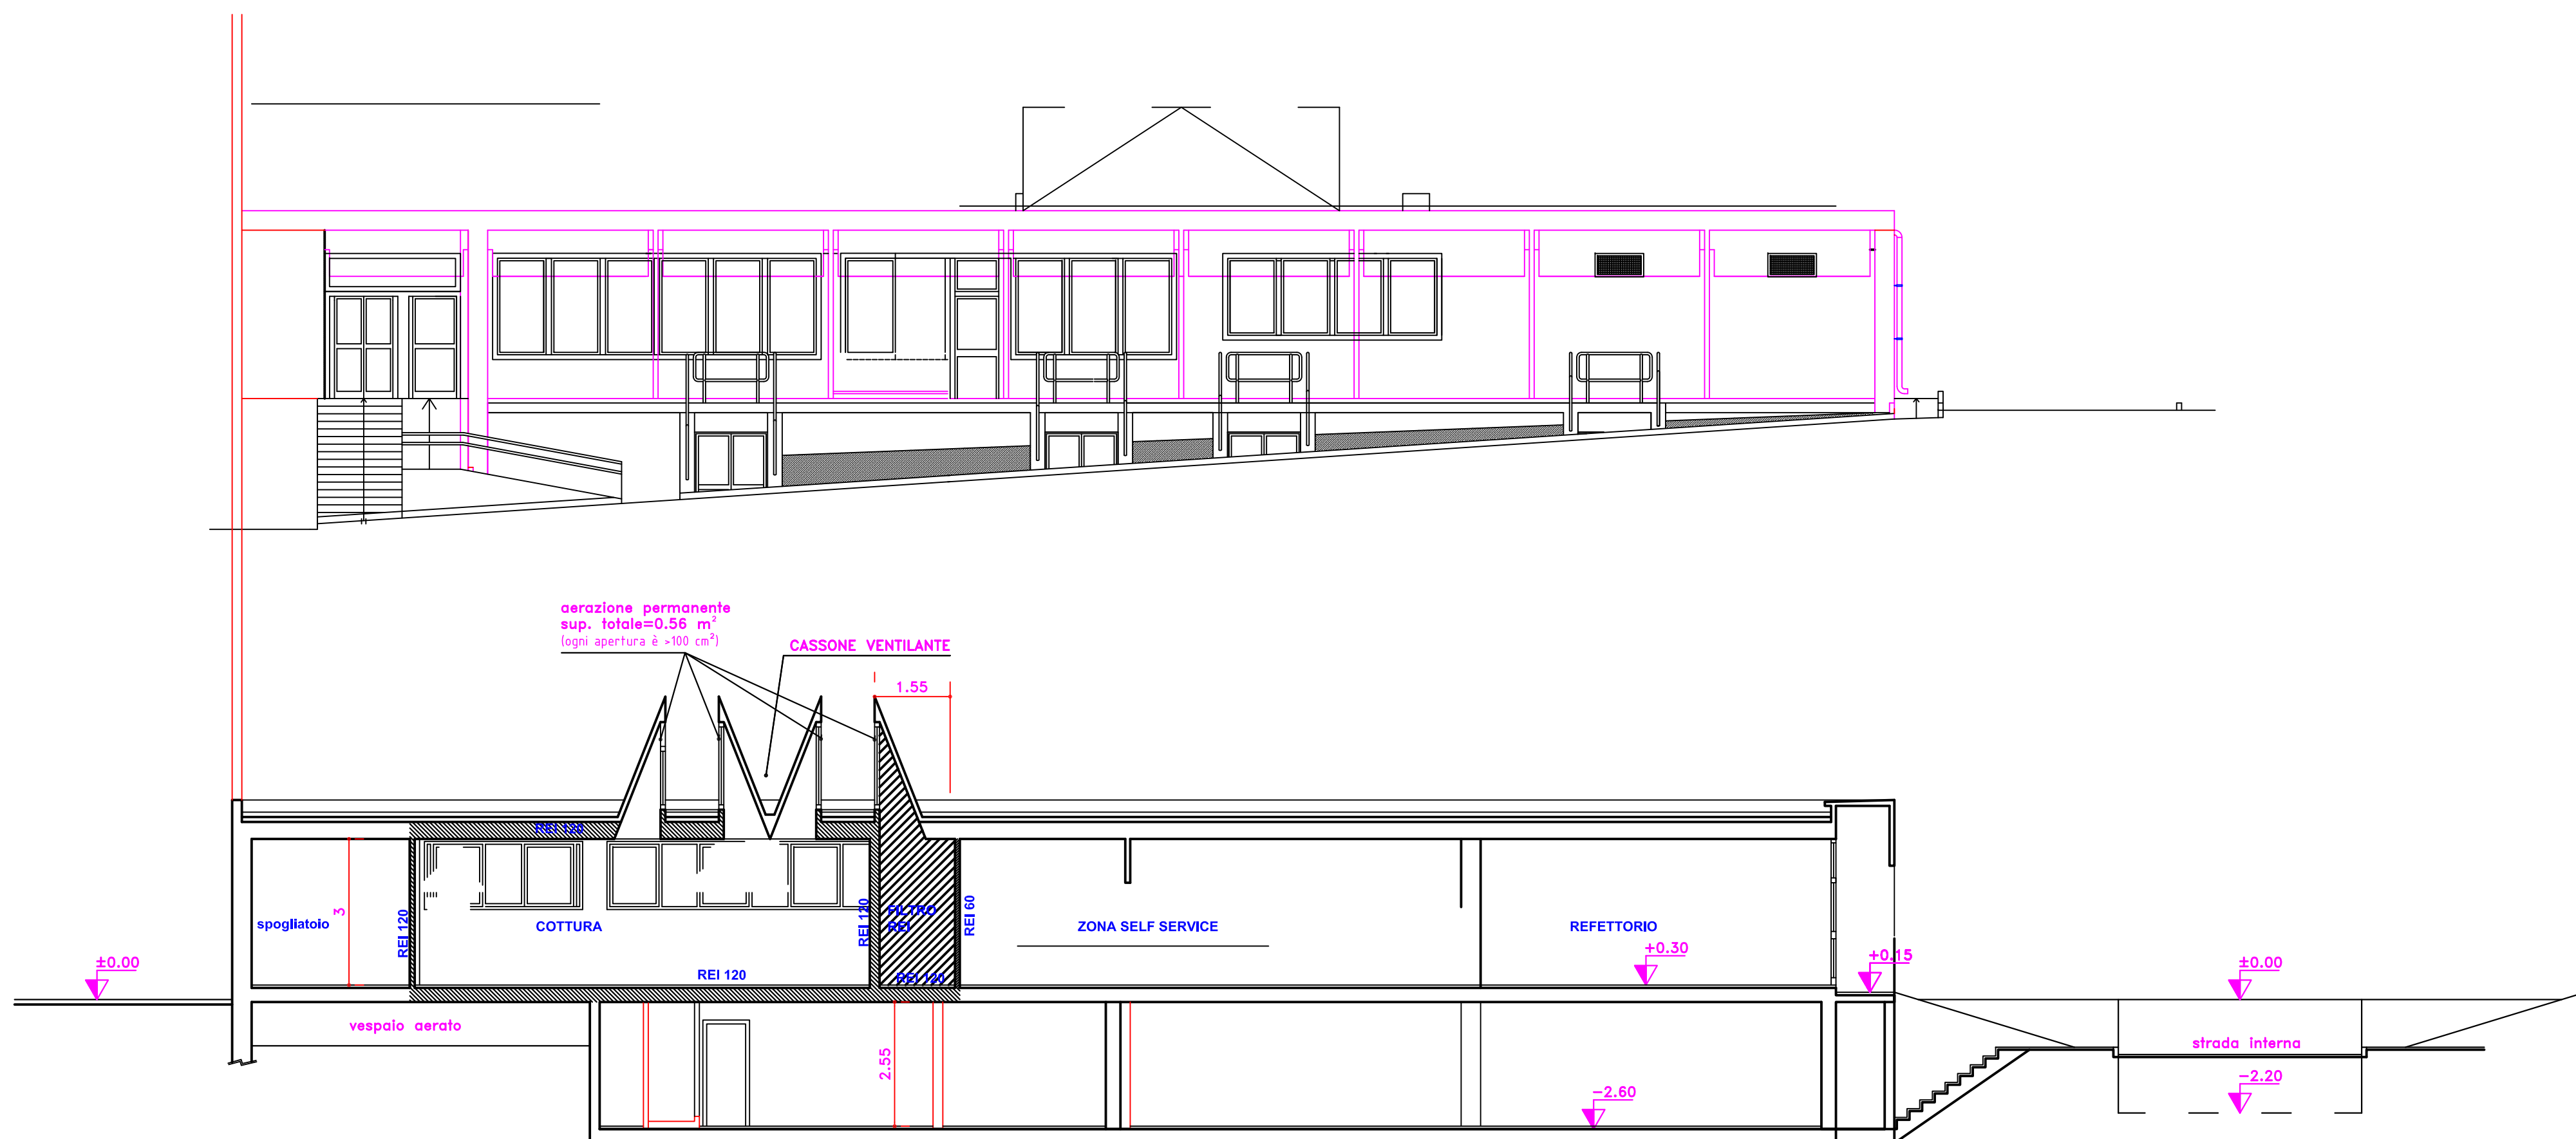

Comune di TREZZANO SUL NAVIGLIO

PROGETTO DI RISTRUTTURAZIONE DEL CENTRO COTTURA DI VIA CONCORDIA c/o TREZZANO SUL NAVIGLIO

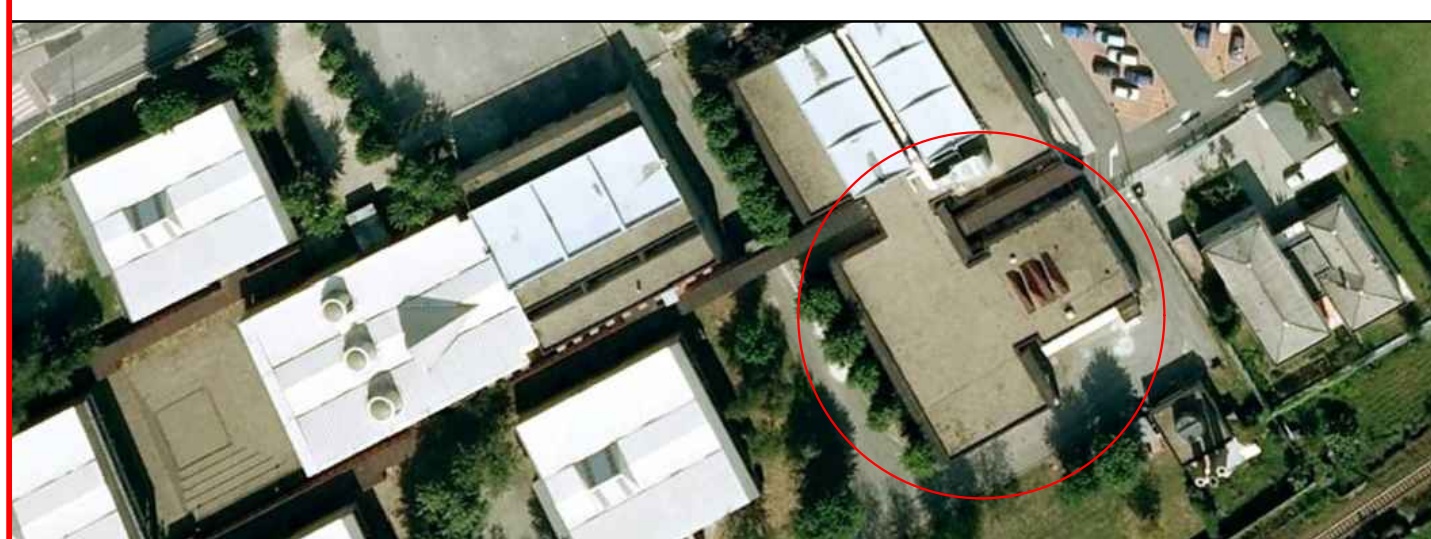

PROGETTISTI Progettista e coord. sicurezza in fase di progettazione PR:GETTA SERVIZIO DI PROGETTAZIONE E PROGETTAZIONE PER IL SETTORE ALIMENTARE, RICERCA, INNOVATIONE Arch. Santo Giannone Arch. Giorgio Giannone Ing. Mariano Gisolfi	Timbro e Firma 	COMMITTENTE Comune di Trezzano sul Naviglio Via IV Novembre, 2 - 20090 Trezzano sul Naviglio
COLLABORATORI progetto antincendio/vrf Ing. Mariano Gisolfi	Timbro e Firma 	OGGETTO PROGETTO DEFINITIVO-ESECUTIVO
COLLABORATORI Progetto Impianti elettrici Ing. Mariano Gisolfi	Timbro e Firma 	Descrizione Progetto prevenzione incendi - Pianta e sezioni
Layout funzionale Tecnologia Alimentare Dott. Corrado Giannone	Timbro e Firma 	Data MARZO 2013 Data consegna del - exec. - Marzo 2013
	Timbro e Firma 	App. 1 App. 2 n° Tav. TAV.1 PI Maggio 2023 App. 3 App. 4