


Comune di TREZZANO SUL NAVIGLIO

PROGETTO DI RISTRUTTURAZIONE DEL CENTRO COTTURA DI VIA CONCORDIA c/o TREZZANO SUL NAVIGLIO

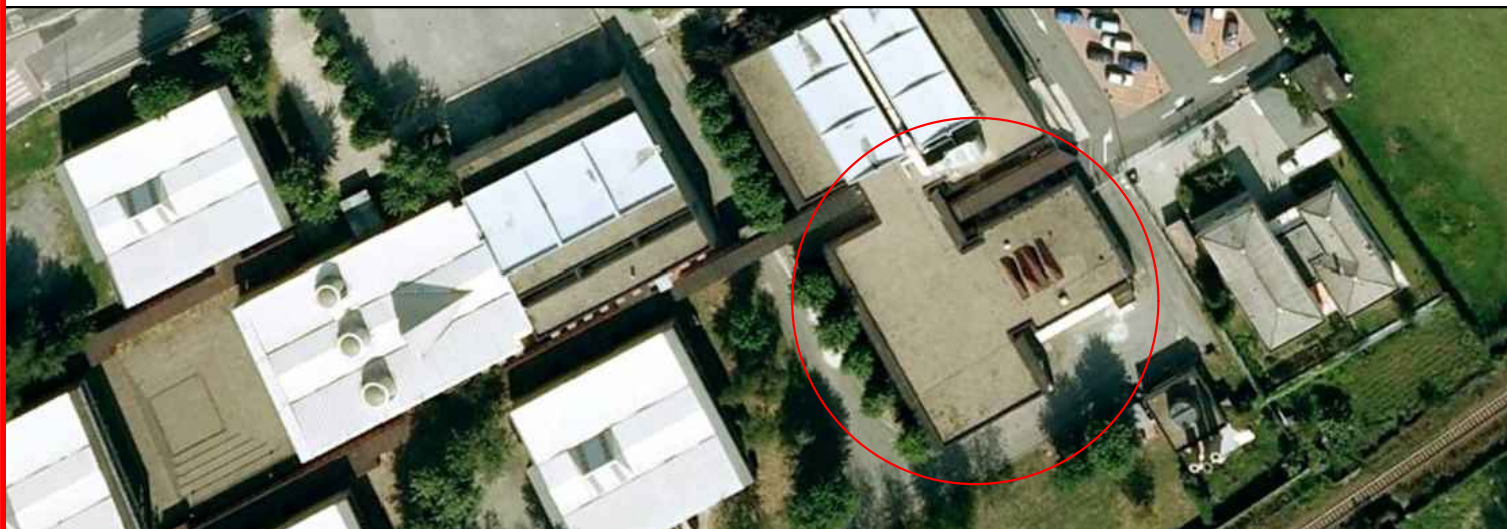

PROGETTISTI

Progettista e coord. sicurezza in fase di progettazione

PROGETTA
S.C.
SERVIZI DI ARCHITETTURA E INGEGNERIA PER I
SETTORI ALIMENTARE, AGRICOLO, AMBIENTALE

Arch. Santo Giannone
Arch. Giorgio Giannone
Ing. Mariano Gisolfi

Timbro e Firma



COMMITTENTE

Comune di Trezzano sul Naviglio
Via IV Novembre, 2 - 20090
Trezzano sul Naviglio

OGGETTO

PROGETTO DEFINITIVO-ESECUTIVO

COLLABORATORI progetto antincendio/vvf

Ing. Mariano Gisolfi

Timbro e Firma



Descrizione

ELENCO ELABORATI

COLLABORATORI Progetto Impianti elettrici

Ing. Mariano Gisolfi

Timbro e Firma



Data
MARZO 2013

Scala
-

Data consegna def.- eseg.
Marzo 2013

Layout funzionale

Tecnologo Alimentare Dott. Corrado Giannone

Timbro e Firma



Agg. 1

Agg. 2

n° Tav.

Maggio 2023

Agg. 3

Agg. 4

PROGETTO ESECUTIVO PER LE OPERE DI RISTRUTTURAZIONE DEL CENTRO COTTURA DI VIA CONCORDIA – TREZZANO SUL NAVIGLIO

Elaborati tecnico-amministrativi

DOC. 1 T-A– Quadro economico
DOC. 2 T-A – Capitolato Tecnico
DOC. 3 T-A – Piano di sicurezza e coordinamento
DOC. 4 T-A – Cronoprogramma
DOC. 5 T-A – Piano di manutenzione
DOC. 6 T-A – Incidenza % della manodopera
DOC. 7 T-A – Relazione di valutazione della sicurezza per certificazione idoneità statica e vulnerabilità sismica > 0,80

Elaborati progetto architettonico

DOC. 1 A – Relazione tecnica architettonica
DOC. 2 A – Elenco Prezzi Unitari opere edili
DOC. 3 A – Computo Metrico Estimativo opere edili
DOC. 4 A - Analisi Prezzi opere edili
DOC. 5 A - Elenco Prezzi Unitari attrezzature e arredi
DOC. 6 A – Computo Metrico Estimativo attrezzature e arredi
DOC. 7 A – Specifiche Tecniche opere edili

Elaborati grafici progetto architettonico

TAV. 01A – Planimetria generale	scala 1:500
TAV. 02 A– Stato di fatto – Pianta piano terra rilievo	scala 1:100
TAV. 03 A– Stato di fatto – Prospetti e sezioni	scala 1:100
TAV. 04 A– Stato di fatto – Pianta copertura	scala 1:100
TAV. 05 A – Progetto – Pianta piano terra demolizioni/ricostr.	scala 1:100
TAV. 06 A– Progetto – Pianta piano terra costruzioni	scala 1:100
TAV. 07 A– Progetto – Pianta piano terra quotata	scala 1:50
TAV. 08 A– Progetto – Prospetti e sezioni	scala 1:50
TAV. 09 A– Progetto – Pianta copertura	scala 1:100
TAV. 10 A– Progetto – Lay-out attrezzature	scala 1:50
TAV. 11 A– Progetto – Abaco infissi	scala 1:50
TAV. 12 A– Progetto – Particolari costruttivi	scale varie
TAV. 13 A– Progetto – Particolari costruttivi	scale varie

Elaborati progetto impianti meccanici

DOC. 1 IM – Relazione tecnica impianti meccanici
DOC. 2 IM – Specifiche tecniche impianti meccanici
DOC. 3 IM - Elenco Prezzi impianti meccanici
DOC. 4 IM – Computo Metrico Estimativo impianti meccanici
DOC. 5 IM – Relazione di calcolo rete gas metano
ALL.1 DOC. 5 IM – Disegno rete gas metano
DOC. 6 IM – Analisi Prezzi impianti meccanici

Elaborati grafici progetto impianti meccanici

TAV. 01IM –	Impianto gas metano	scala 1:50
TAV. 02 IM–	Impianto di riscaldamento	scala 1:50
TAV. 03 IM–	Impianto distribuzione ACS e AFS	scala 1:50
TAV. 04 IM–	Impianto di scarico	scala 1:50
TAV. 05IM –	Impianto di aspirazione cappe	scala 1:50
TAV. 06 IM–	Schema funzionale locale tecnico	fuori scala
TAV. 07 IM–	Particolari costruttivi canali	fuori scala
TAV. 08 IM–	Particolari tubazioni	fuori scala

Elaborati progetto impianti elettrici

DOC. 1 IE –	Relazione impianti elettrici
DOC. 2 IE –	Schemi elettrici
DOC. 3 IE –	Relazione protezione scariche atmosferiche
DOC. 4 IE –	Relazione classificazione zone pericolose atmosfere esplosive
DOC. 5 IE –	Calcolo illuminotecnico normale e di emergenza
DOC. 6 IE –	Capitolato tecnico impianti elettrici
DOC. 7 IE –	Elenco prezzi impianti elettrici
DOC. 8 IE –	Computo Metrico Estimativo impianti elettrici

Elaborati grafici progetto impianti elettrici

TAV. 1 IE –	Planimetria impianti elettrici	scala 1:50
-------------	--------------------------------	------------

Prevenzione incendi

DOC. 1 PI – Relazione prevenzione incendi	
TAV. 1 PI – Progetto prevenzione incendi – Piante e sezioni	scala 1:100